

COMUNE DI RIVOLI

RIQUALIFICAZIONE DELLA VILLA ANTICA, DELLA PALAZZINA SVIZZERA E DELLE AREE ESTERNE AD ESSE CONNESSE DEL COMPENDIO DENOMINATO "VILLA MELANO"

FONTE DI FINANZIAMENTO: FONDO PER LO SVILUPPO E LA COESIONE (FSC)
CIG: 938107432A- CUP: F25C19001500007

PROGETTO ESECUTIVO

RTP: Isolarchitetti S.r.l. (capogruppo)
prof. arch. Giovanni Durbiano
arch. Umberto Montanari
arch. paesaggista Marco Ferrari
Nicola Restauri S.r.l.
MCM Ingegneria S.r.l.
ing. Damiano Bonomelli
geol. Andrea Ferrarotti
Protecnico S.r.l.

RUP: arch. Antonio Graziani
Comune di Rivoli
Direzione Servizi al Territorio e alla Città


OGGETTO

Impianti Idrici Antincendio
Villa Antica
Piante piani seminterrato e rialzato

E05

DATA	REV.01	REV.02	REV.03	SCALA
29/01/2024	12/03/2024			1 : 100

Villa Antica Piano Rialzato +15,00 - Scala 1 : 100

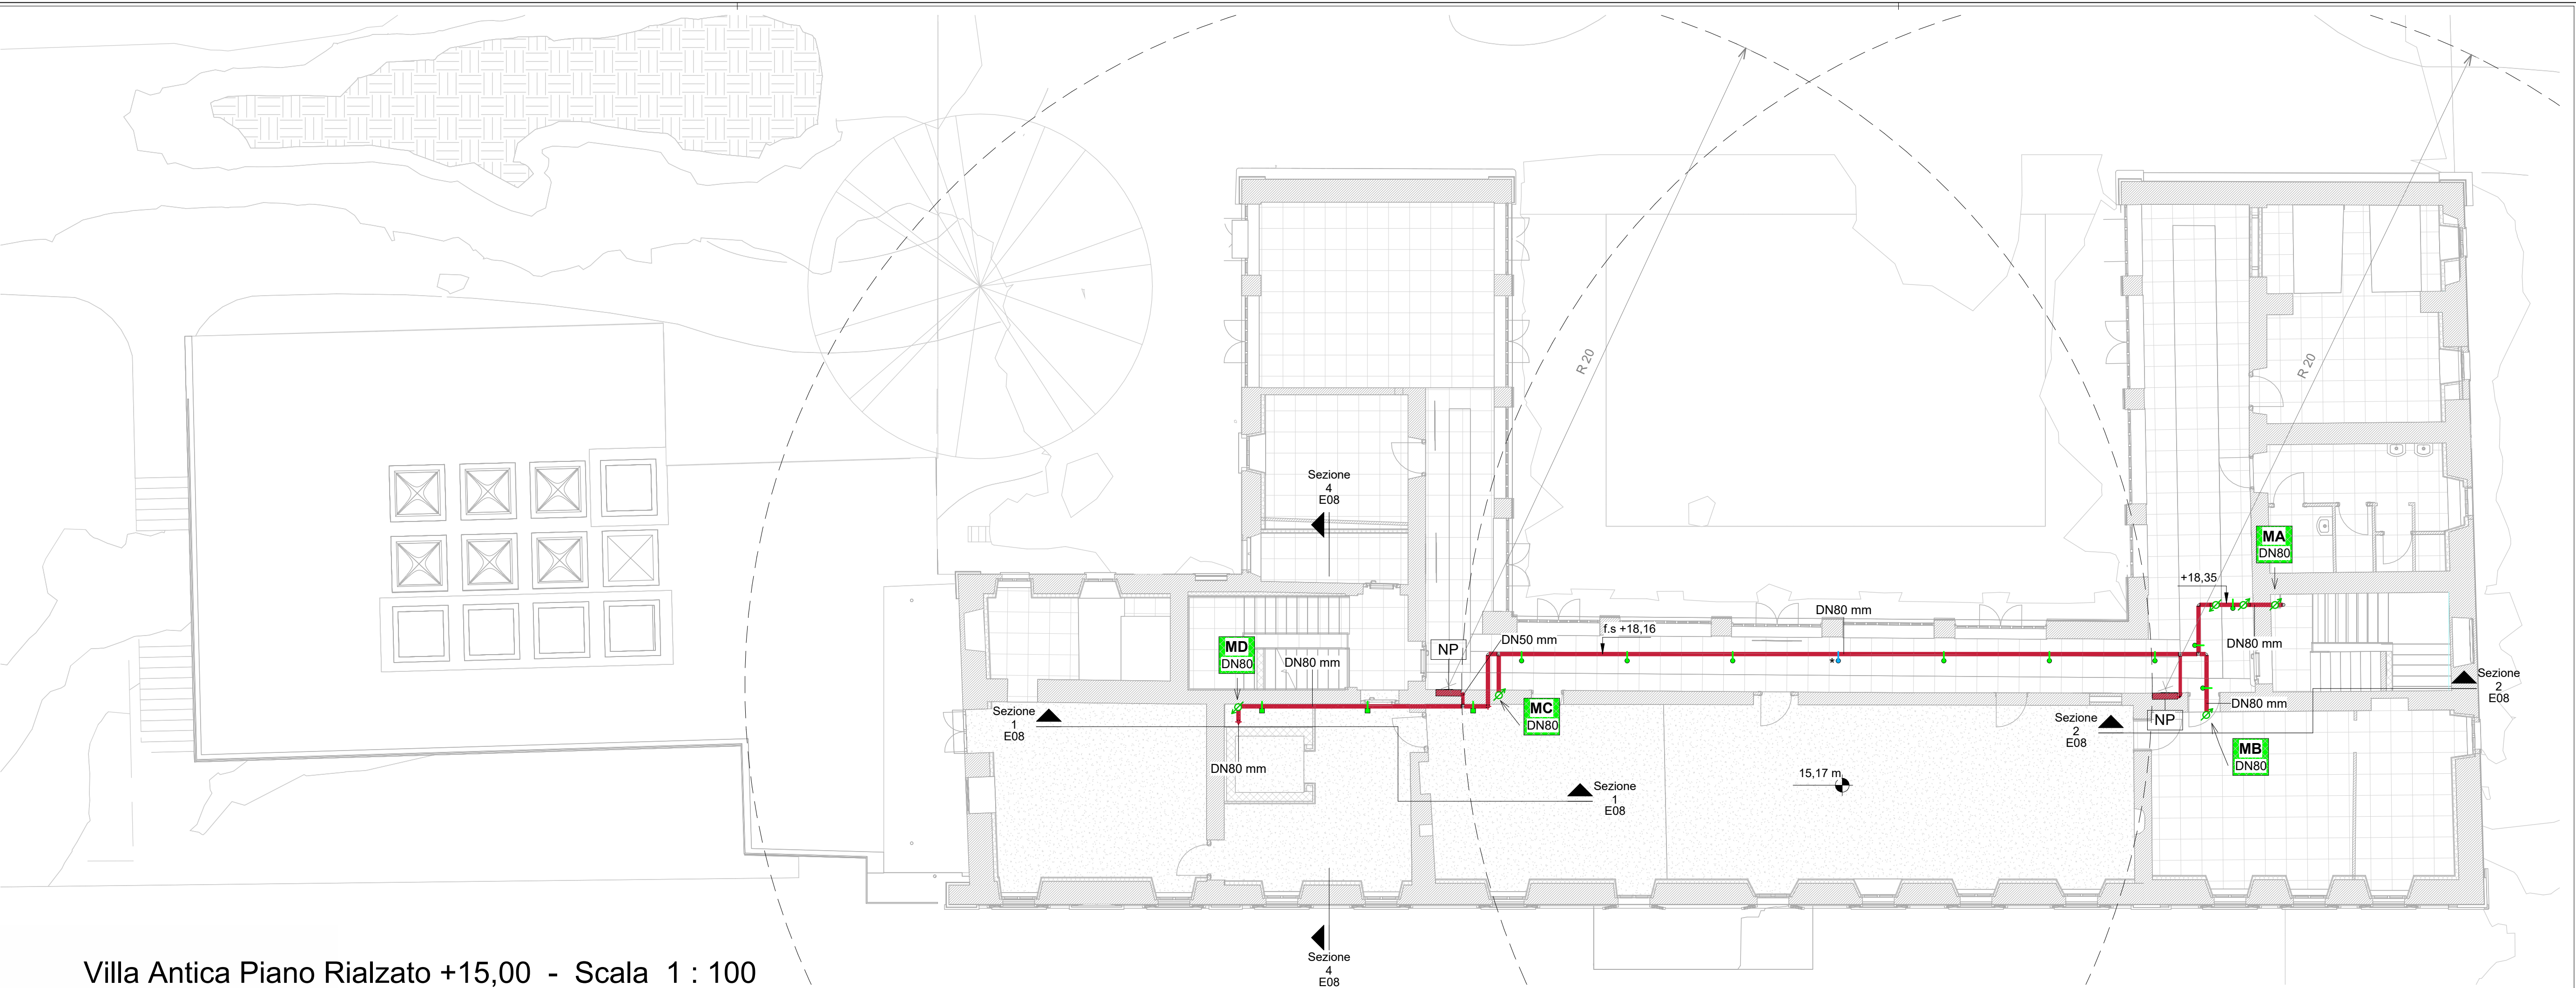

LEGENDA

TUBAZIONE INTERRATA IN POLIETILENE AD ALTA DENSITA' (PEAD) PE 100, PN 16, SDR 11, CONFORME A NORMA UNI EN 12201-2:2013.

TUBAZIONE PER CONDOTTE D'ACQUA IN PRESSIONE FUORI TERRA, IN ACCIAIO NON LEGATO, SENZA SALDATURA, CONFORME ALLA NORMA UNI EN 10255:2007.
DISTRIBUZIONE SOTTOPAVIMENTO

TUBAZIONE PER CONDOTTE D'ACQUA IN PRESSIONE FUORI TERRA, IN ACCIAIO NON LEGATO, SENZA SALDATURA, CONFORME ALLA NORMA UNI EN 10255:2007.
DISTRIBUZIONE A PARETE O SOFFITTO

TUBAZIONE PER CONDOTTE D'ACQUA IN PRESSIONE FUORI TERRA, IN ACCIAIO NON LEGATO, SENZA SALDATURA, CONFORME ALLA NORMA UNI EN 10255:2007, COIBENTATA E TRACCIATA CON CAVO SCALDANTE AUTOREGOLANTE, FINITURA IN LAMIERINO METALLICO.
DISTRIBUZIONE ALL'APERTO

NP

NASPO UNI 25 DA INTERNO, A PARETE O INCASSATO, MARCATO CE, COMPLETO DI CASSETTA COLORE RAL 3000, MANICHETTA 30 m.

GRUPPO ATTACCHI DI MANDATA AUTOPOMPA VV/F DEL TIPO A SECCO, INSTALLATO ENTRO CASSETTA DA ESTERNO SIGILLABILE IN ACCIAIO INOX AISI 304 E LASTRA INFRANGIBILE, 2x ATTACCHI UNI 70.

MONTANTI VERTICALI RETE DI NASPI, FLUSSO ASCENDENTE.

MONTANTI VERTICALI RETE DI NASPI, FLUSSO DISCENDENTE.

SARACINESCA A CUNEO GOMMATO, FLANGIATA, PN 16, CORPO PIATTO, CON INDICATORE DI APERTURA, LUCCHETTABILE, CONFORME A NORMA UNI 11443.

SARACINESCA A CUNEO GOMMATO, FLANGIATA, PN 16, CORPO PIATTO, CON INDICATORE DI APERTURA, LUCCHETTABILE, CONFORME A NORMA UNI 11443, DOTATA DI FLANGIA CIECA DN 80.

NOTA: PER GLI STAFFAGGI FAR RIFERIMENTO ALLA TAVOLA "E10- PARTICOLARI COSTRUTTIVI E STAFFAGGI"

Villa Antica Seminterrato +11,30 - Scala 1 : 100