

COMUNE DI RIVOLI

RIQUALIFICAZIONE DELLA VILLA ANTICA, DELLA PALAZZINA SVIZZERA E DELLE AREE ESTERNE AD ESSE CONNESSE DEL COMPENDIO DENOMINATO "VILLA MELANO"

Fonte di finanziamento: Fondo per lo Sviluppo e la Coesione (FSC)
CIG: 938107432A - CUP: F25C19001500007

PROGETTO ESECUTIVO

RTP: Isolarchitetti S.r.l. (capogruppo)
prof. arch. Giovanni Durbiano
arch. Umberto Montanari
arch. paesaggista Marco Ferrari
Nicola Restauri S.r.l.
MCM Ingegneria S.r.l.
ing. Damiano Bonomelli
geol. Andrea Ferrarotti
Pirotecnico S.r.l.


RUP: arch. Antonio Graziani
Comune di Rivoli
Direzione Servizi al Territorio e alla Città

OGGETTO

Impianti Idrici Antincendio
Villa Antica
Piante piani primo e sottotetto

E06

DATA	REV.01	REV.02	REV.03	SCALA
29/01/2024	12/03/2024			1 : 100

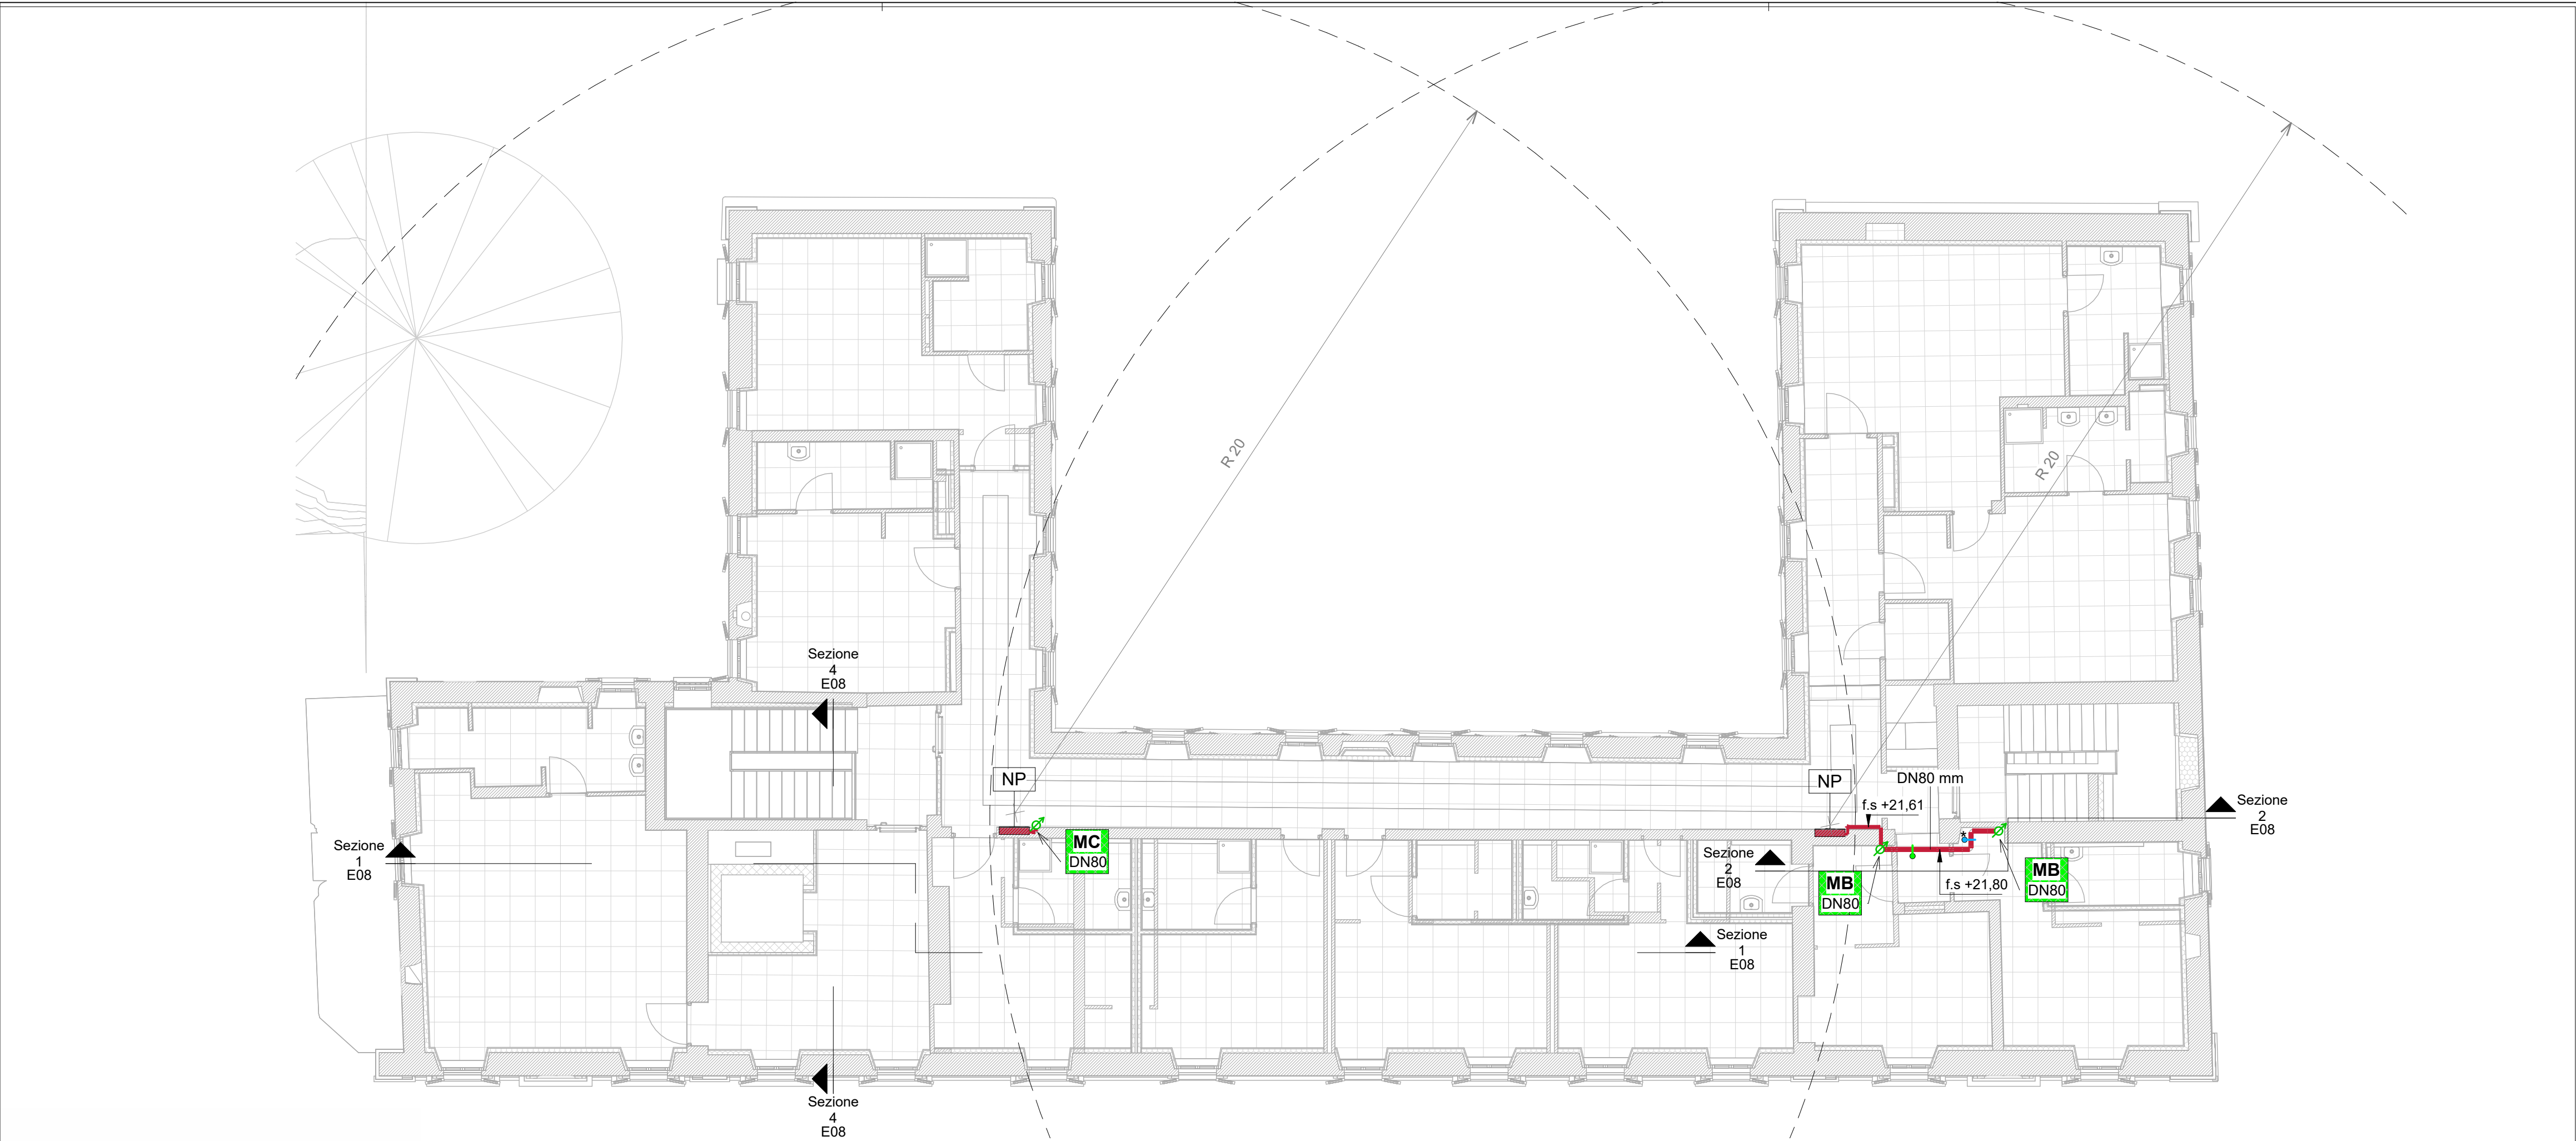


Villa Antica Piano Primo +18,90 - Scala 1 : 100

LEGENDA

	TUBAZIONE INTERRATA IN POLIETILENE AD ALTA DENSITA' (PEAD) PE 100, PN 16, SDR 11, CONFORME A NORMA UNI EN 12201-2:2013.
	TUBAZIONE PER CONDOTTE D'ACQUA IN PRESSIONE FUORI TERRA, IN ACCIAIO NON LEGATO, SENZA SALDATURA, CONFORME ALLA NORMA UNI EN 10255:2007. DISTRIBUZIONE SOTTOPAVIMENTO
	TUBAZIONE PER CONDOTTE D'ACQUA IN PRESSIONE FUORI TERRA, IN ACCIAIO NON LEGATO, SENZA SALDATURA, CONFORME ALLA NORMA UNI EN 10255:2007. DISTRIBUZIONE A PARETE O SOFFITTO
	TUBAZIONE PER CONDOTTE D'ACQUA IN PRESSIONE FUORI TERRA, IN ACCIAIO NON LEGATO, SENZA SALDATURA, CONFORME ALLA NORMA UNI EN 10255:2007, COIBENTATA E TRACCIATA CON CAVO SCALDANTE AUTOREGOLANTE. FINITURA IN LAMIERINO METALLICO. DISTRIBUZIONE ALL'APERTO
	NASPO UNI 25 DA INTERNO, A PARETE O INCASSATO, MARCATO CE, COMPLETO DI CASSETTA COLORE RAL 3000, MANICHETTA 30 m.
	GRUPPO ATTACCHI DI MANDATA AUTOPOMPA VVF DEL TIPO A SECCO, INSTALLATO ENTRO CASSETTA DA ESTERNO SIGILLABILE IN ACCIAIO INOX AISI 304 E LASTRA INFRANGIBILE. 2x ATTACCHI UNI 70.
	MONTANTI VERTICALI RETE DI NASPI. FLUSSO ASCENDENTE.
	MONTANTI VERTICALI RETE DI NASPI. FLUSSO DISCENDENTE.
	SARACINESCA A CUNEO GOMMATO, FLANGIATA, PN 16, CORPO PIATTO, CON INDICATORE DI APERTURA, LUCCHETTABILE, CONFORME A NORMA UNI 11443.
	SARACINESCA A CUNEO GOMMATO, FLANGIATA, PN 16, CORPO PIATTO, CON INDICATORE DI APERTURA, LUCCHETTABILE, CONFORME A NORMA UNI 11443, DOTATA DI FLANGIA CIECA DN 80.

NOTA: PER GLI STAFFAGGI FAR RIFERIMENTO ALLA TAVOLA "E10-
PARTICOLARI COSTRUTTIVI E STAFFAGGI"

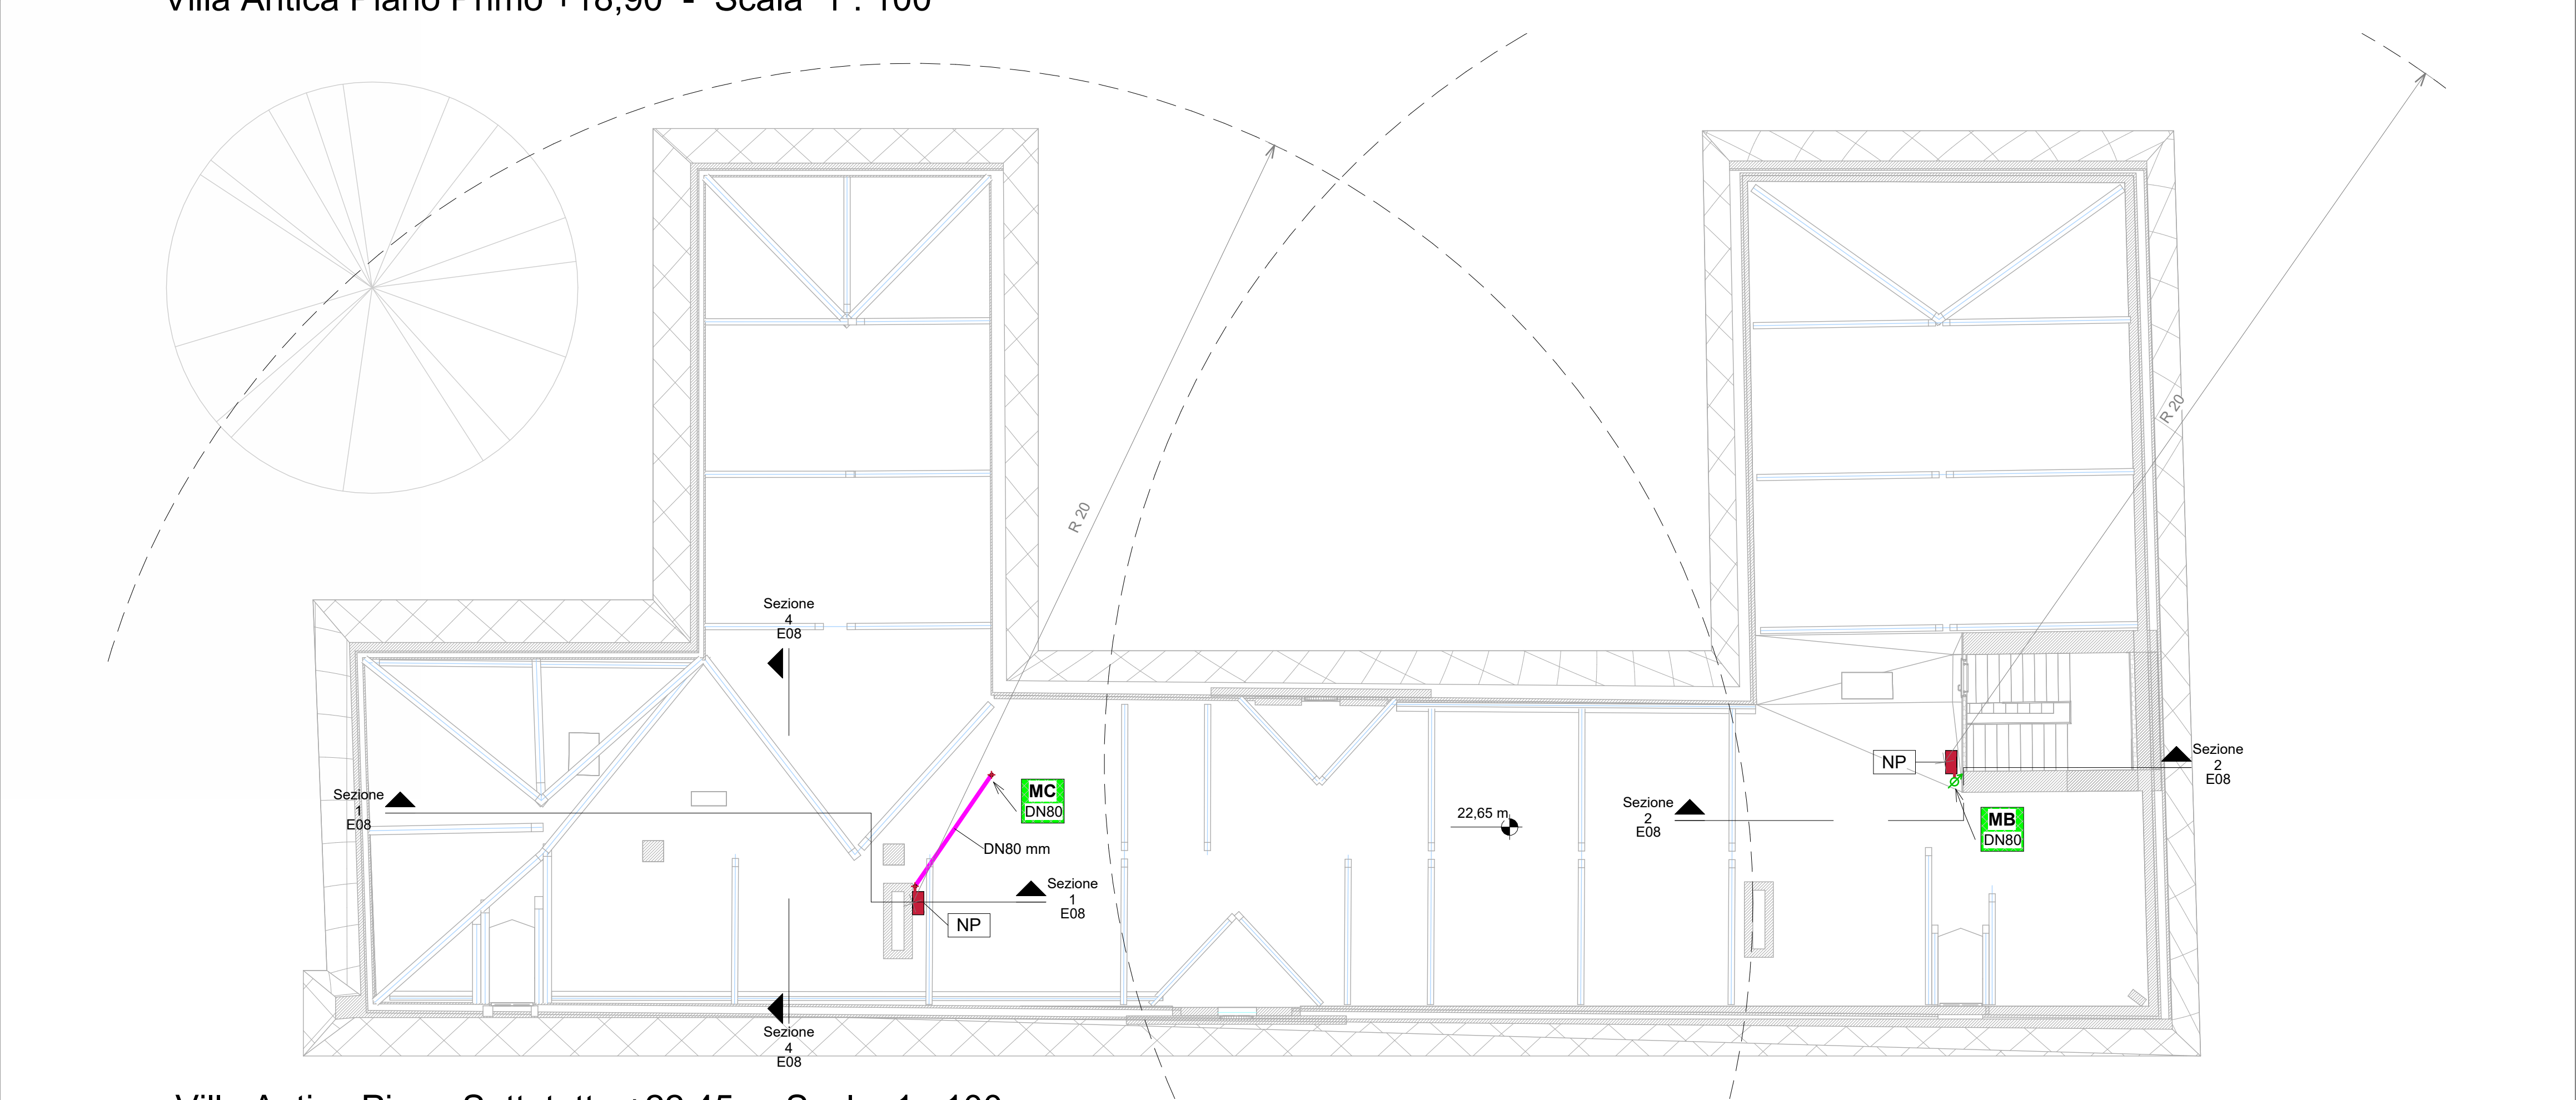

Villa Antica Piano Sottotetto +22,45 - Scala 1 : 100