




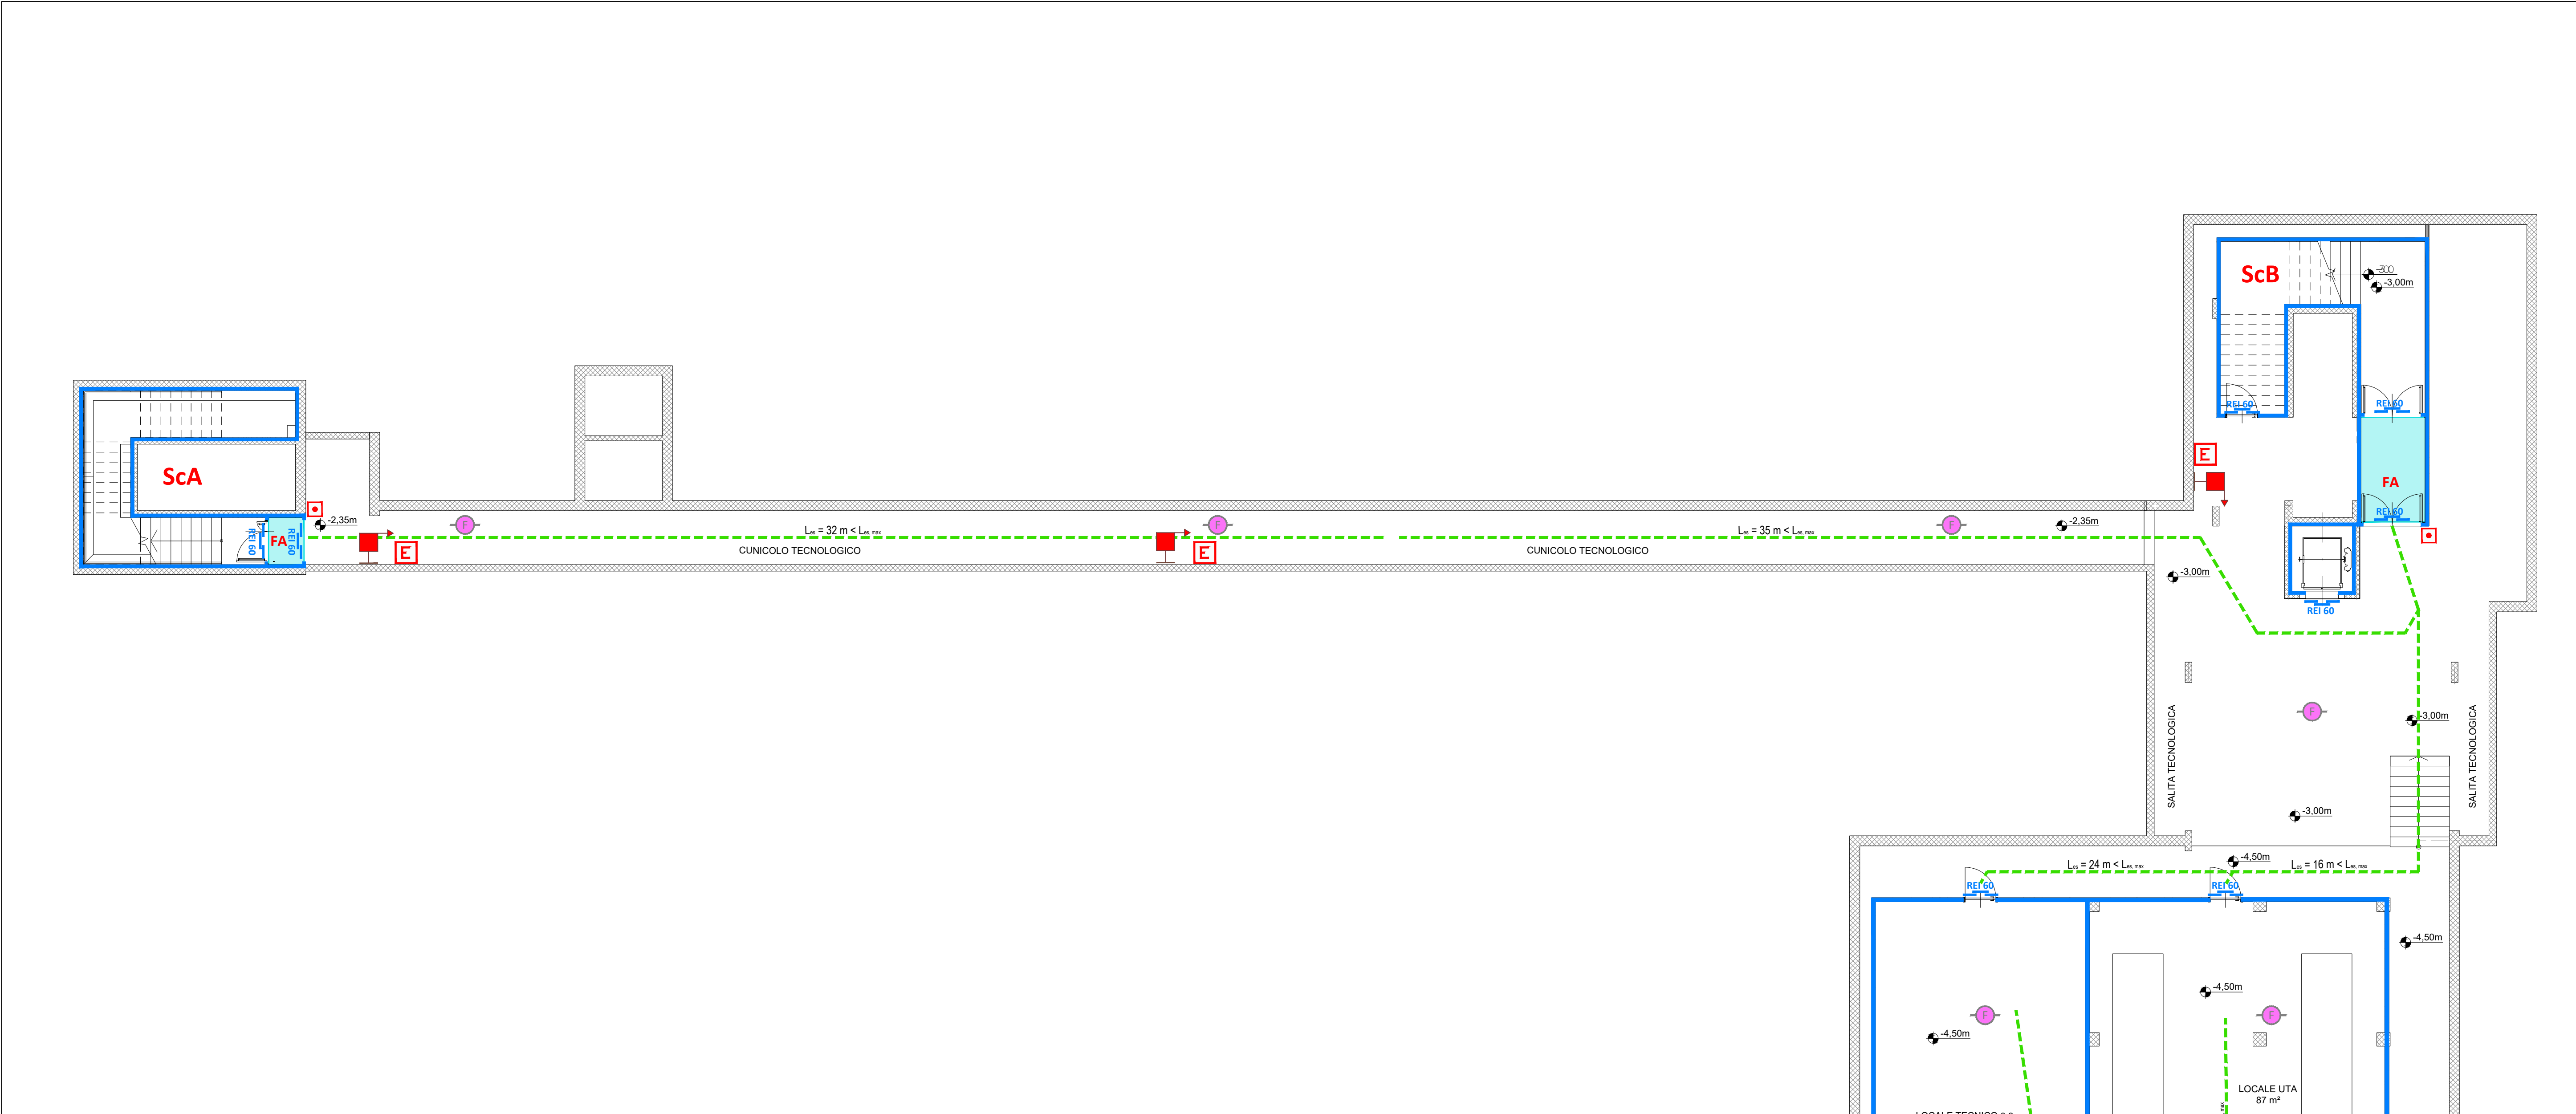

PIANTA PIANO SEMINTERRATO - Scala 1:100

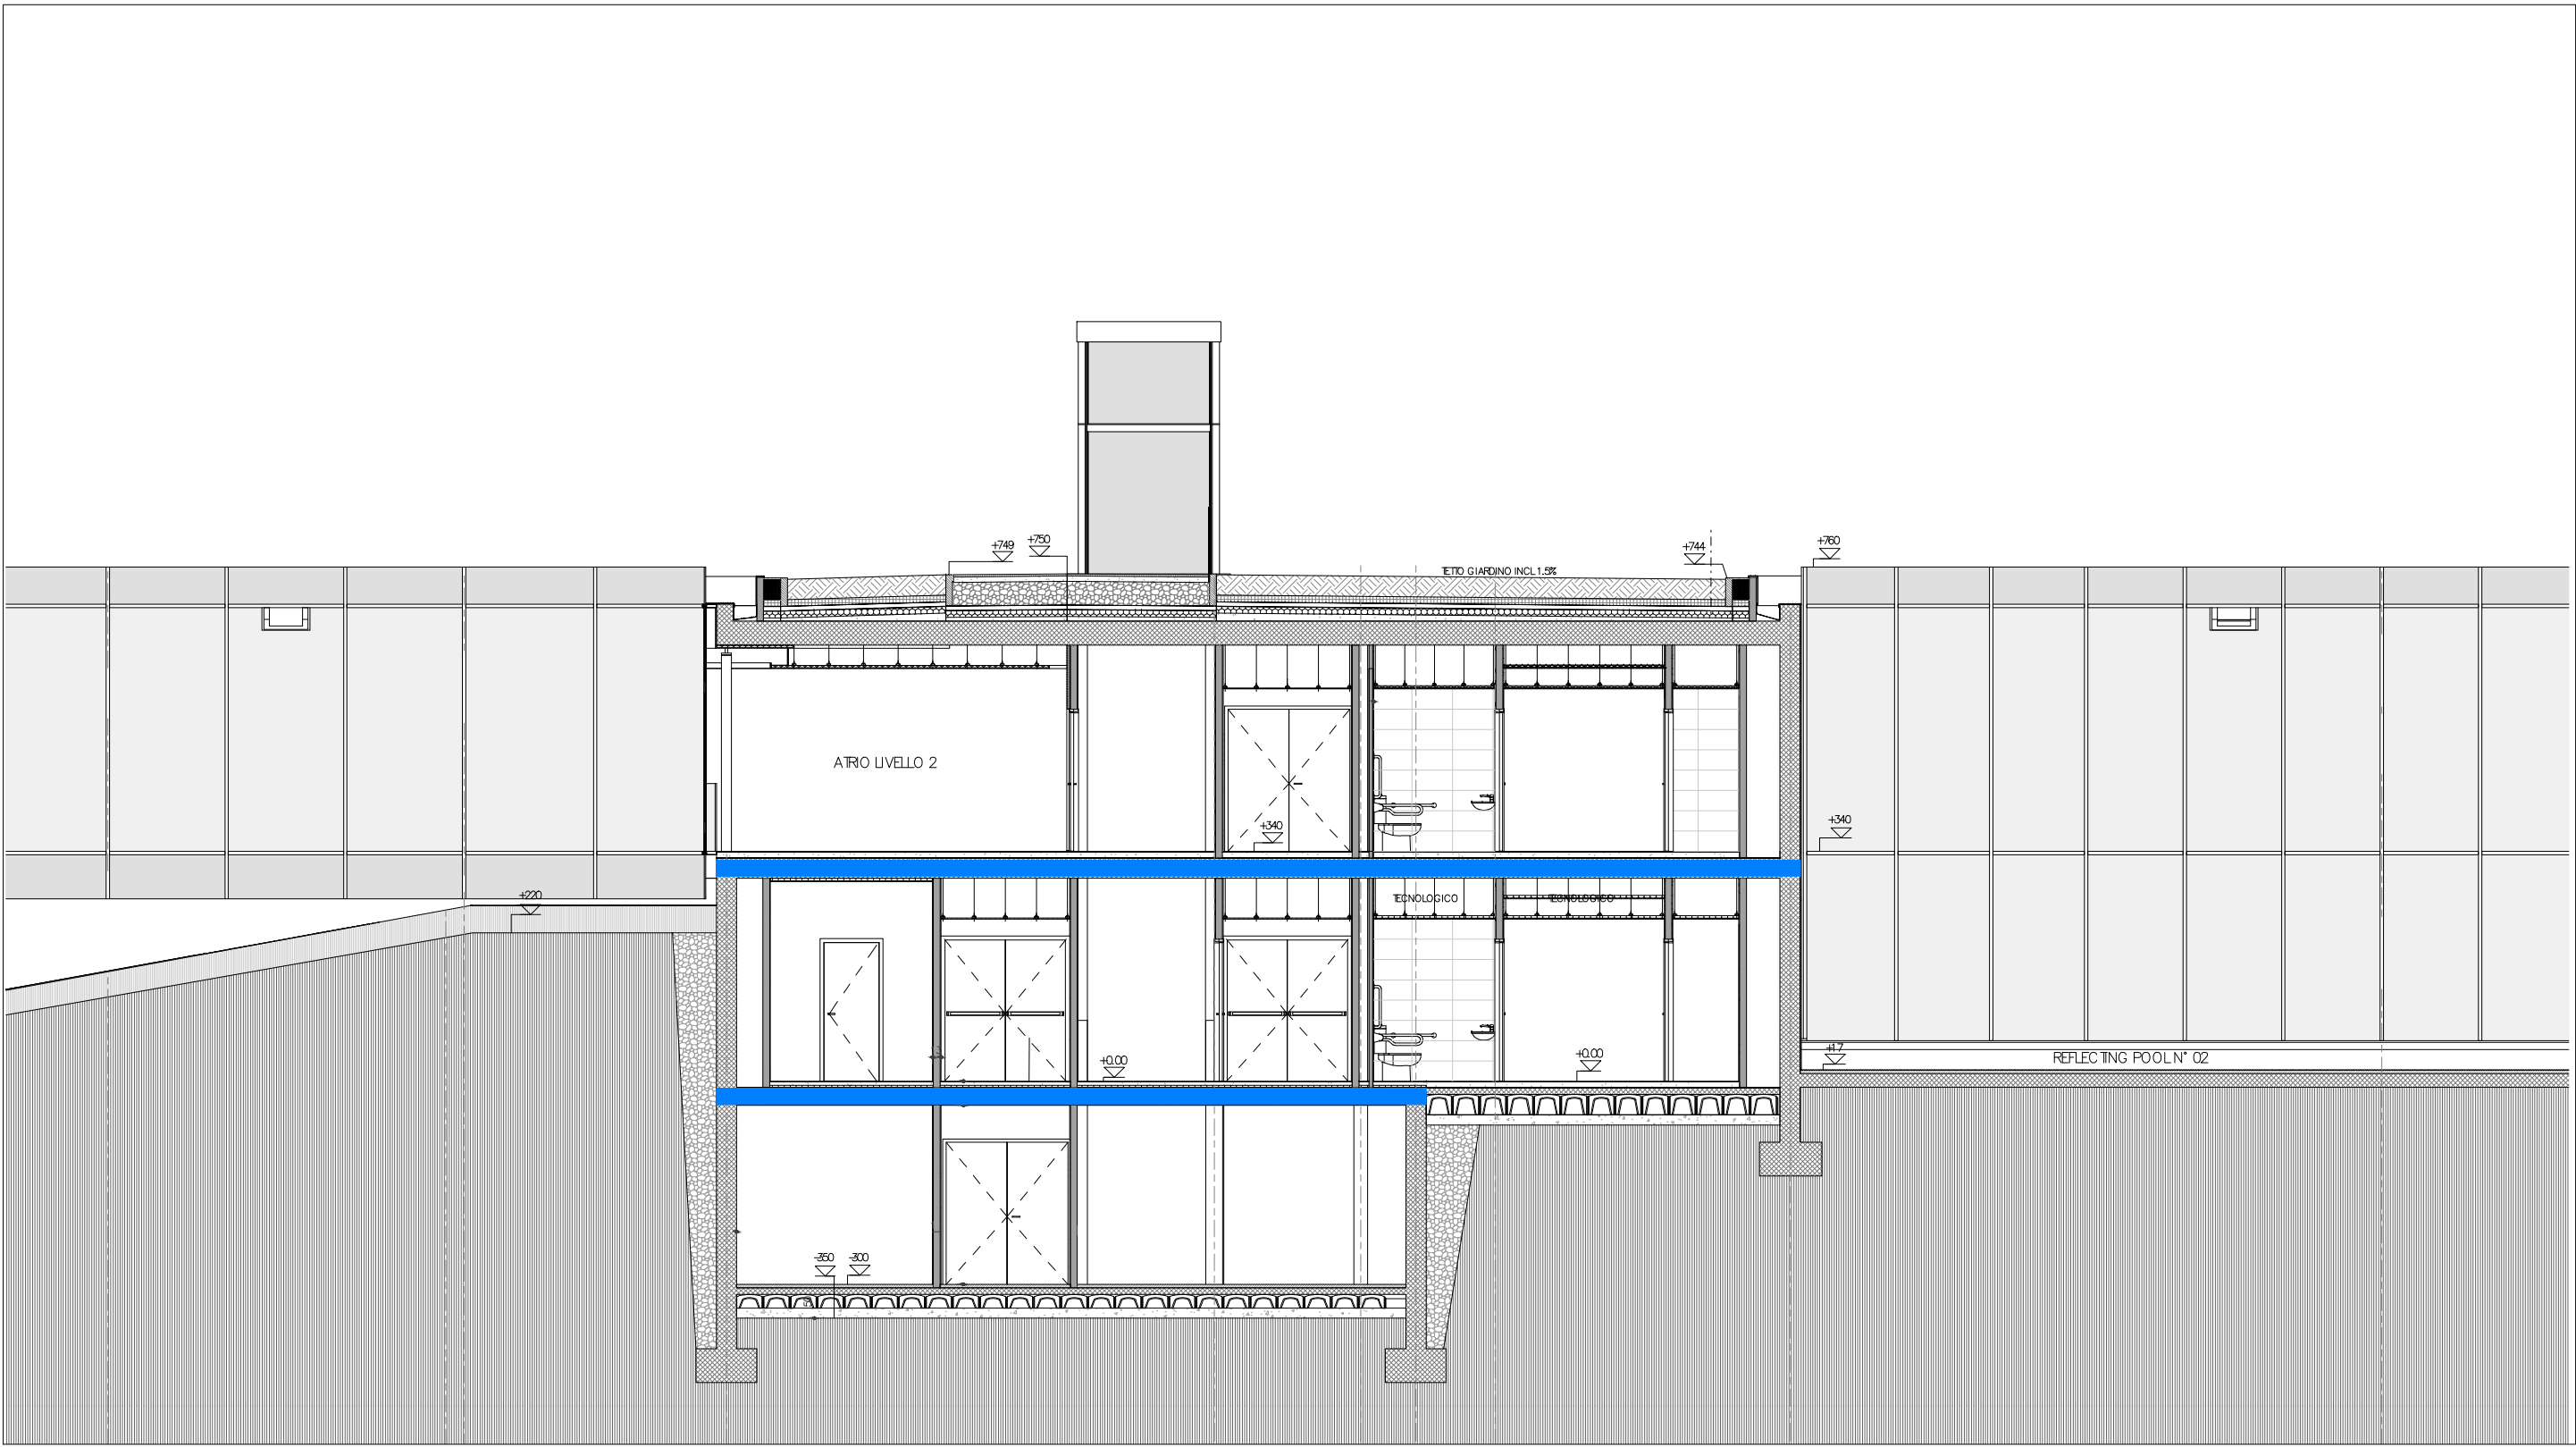

SEZIONE GENERALE D'INSIEME - Scala 1:100

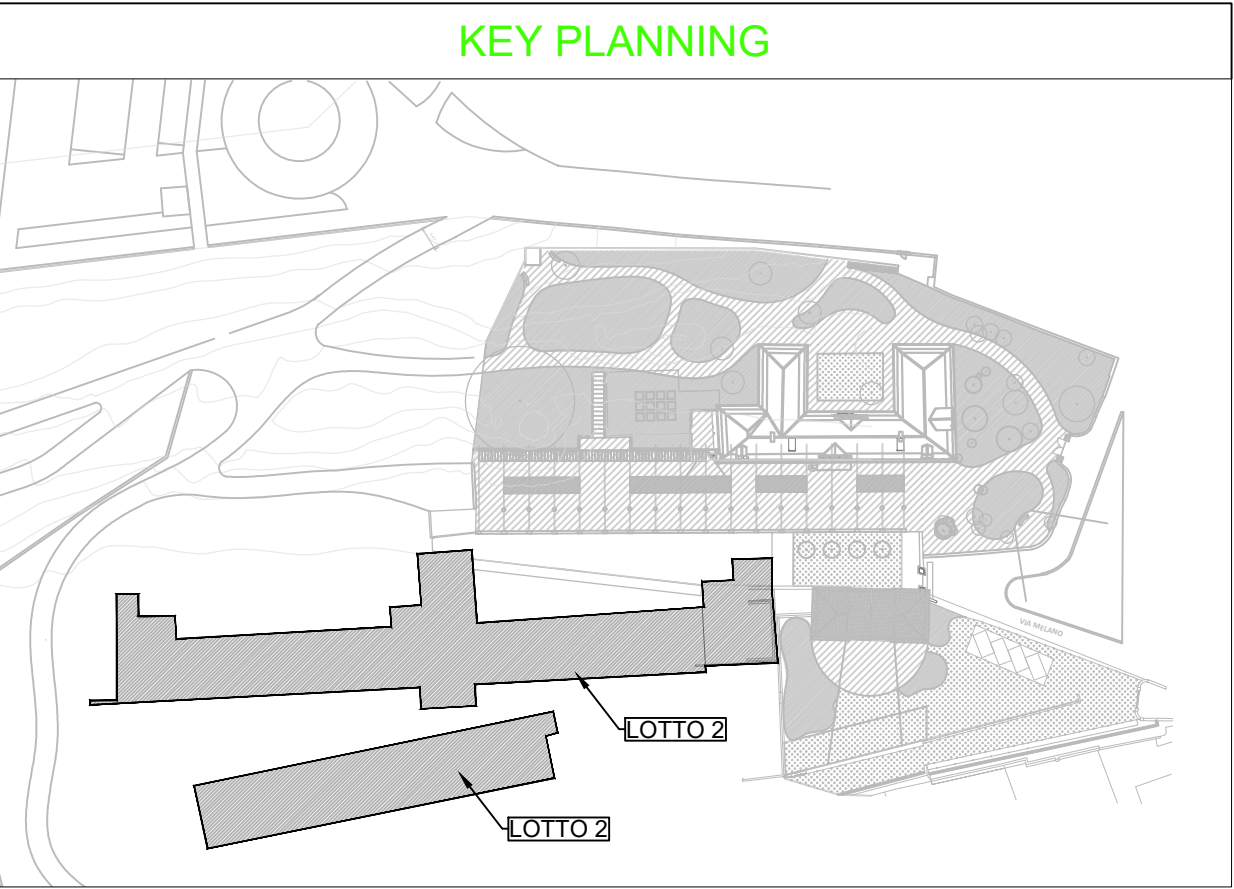

LEGENDA	
	NASPI A PARETE UNI 25 TUBAZIONE SEMIRIGIDA DA 20mm E LANCIA A NORMA UNI EN 671- 1
	ESTINTORE A POLVERE DA 6Kg - CAPACITÀ ESTINGUENTE 34A 233B C
	PERCORSO DI USCITA VERSO L'ALTO
	PERCORSO DI USCITA VERSO IL BASSO
	PERCORSO DI USCITA ORIZZONTALE
	AREA PROTETTA DA RIVELATORI DI FUMO A NORMA UNI EN 54-7
	PULSANTE DI ALLARME
	PULSANTE DI SGANCIO
	PERCORSI DI DEFLUSSO VERSO LUOGHI SICURI - LARGHEZZA min 120 cm
	PORTE AVENTI CARATTERISTICHE DI RESISTENZA AL FUOCO REI 60
	PARETI AVENTI CARATTERISTICHE DI RESISTENZA AL FUOCO EI 60
	USCITE DI SICUREZZA
	DISPOSITIVO DI APERTURA MANUALE UNI EN 1125

COMUNE DI RIVOLI
RIQUALIFICAZIONE DELLA VILLA ANTICA, DELLA PALAZZINA
SVIZZERA E DELLE AREE ESTERNE AD ESSE CONNESSE
DEL COMPENDIO DENOMINATO 'VILLA MELANC'
FONTE DI FINANZIAMENTO: FONDO PER LO SVILUPPO E LA COESIONE (FSC)
CIG: 938107432/ - CUP: F25C19001500007



RICHIESTA PARERE DI CONFORMITA' ANTINCENDIO

RTP: **Isolarchiteti S.r.l. (capogruppo)**
prof. arch. Giovanni Durbiano
arch. Umberto Montanari
arch. paesaggista Marco Ferrari
Nicola Restauri S.r.l.
MCM Ingegneria S.r.l.
ing. Damiano Bonomelli
geol. Andrea Ferrarotti
Pirotecnico S.r.l.

RUP: **arch. Antonio Graziani**
Comune di Rivoli
Direzione Servizi al Territorio e alla Città

OGGETTO
PRESIDI ANTINCENDIO ED ESODO
LOTTO 2
Pianta Piano Seminterrato e Sezione dinsieme

109

DATA	REV.01	REV.02	REV.03	SCALA
13/10/2023				1 : 100