




PIANTA PIANO TERRA - Scala 1:100

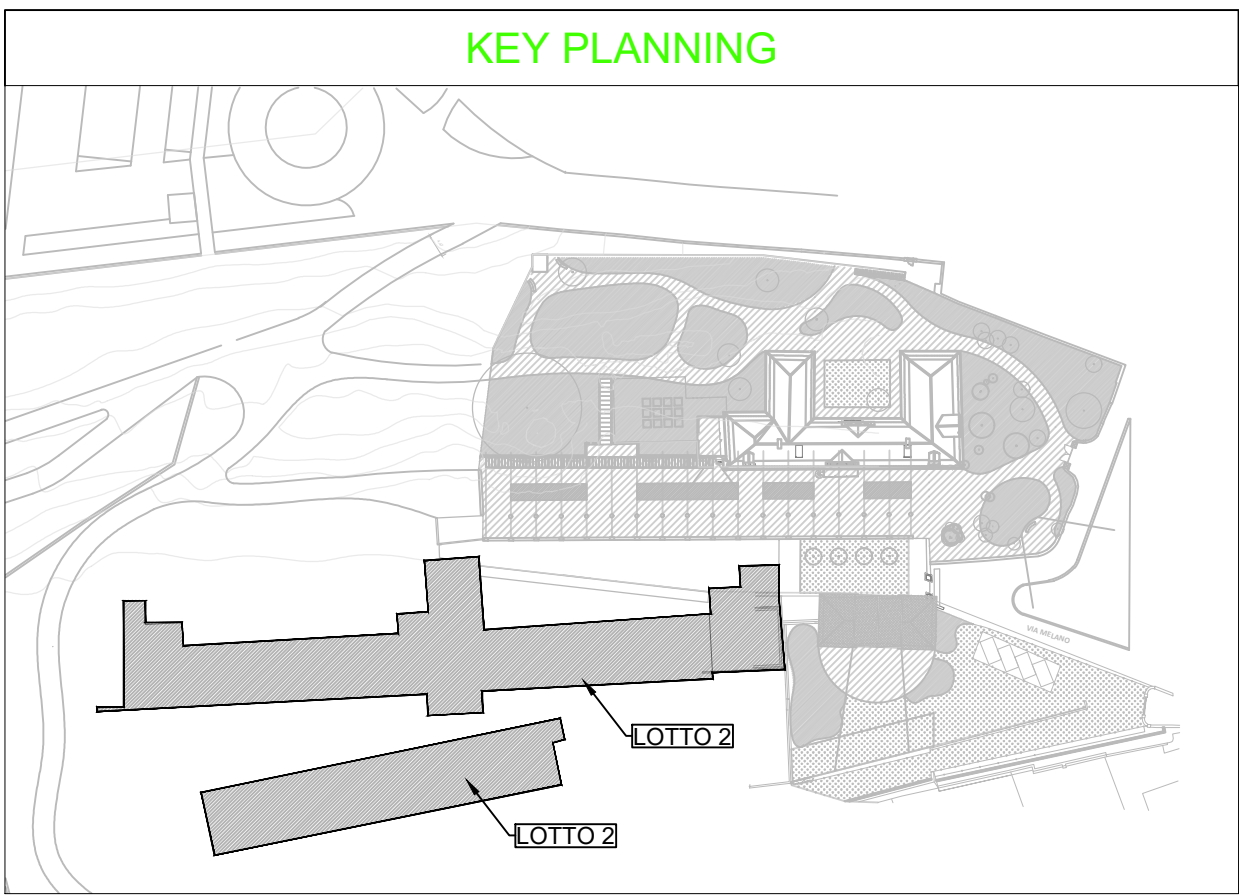

LEGENDA	
	NASPI A PARETE UNI 25 TUBAZIONE SEMIRIGIDA DA 20mm E LANCIA A NORMA UNI EN 671- 1
	ESTINTORE A POLVERE DA 8kg - CAPACITA' ESTINGUENTE 34A 233B C
	PERCORSO DI USCITA VERSO L'ALTO
	PERCORSO DI USCITA VERSO IL BASSO
	PERCORSO DI USCITA ORIZZONTALE
	AREA PROTETTA DA RIVELATORI DI FUMO A NORMA UNI EN 54-7
	PULSANTE DI ALLARME
	PULSANTE DI SGANCIO
	PERCORSI DI DEFUSSO VERSO LUOGHI SICURI - LARGHEZZA min 120 cm
	PORTE AVVENTI CARATTERISTICHE DI RESISTENZA AL FUOCO REI 60
	PARETI AVVENTI CARATTERISTICHE DI RESISTENZA AL FUOCO EI 60
	USCITE DI SICUREZZA
	DISPOSITIVO DI APERTURA MANUALE UNI EN 1125

COMUNE DI RIVOLI

RIQUALIFICAZIONE DELLA VILLA ANTICA, DELLA PALAZZINA SVIZZERA E DELLE AREE ESTERNE AD ESSE CONNESSE DEL COMPENDIO DENOMINATO "VILLA MELANC"

FONTE DI FINANZIAMENTO: FONDO PER LO SVILUPPO E LA COESIONE (FSC)
CIG: 938107432/ - CUP: F25C19001500007

RICHIESTA PARERE DI CONFORMITA' ANTINCENDIO

RTP: Isolarchitetti S.r.l. (capogruppo)
prof. arch. Giovanni Durbiano
arch. Umberto Montanari
arch. paesaggista Marco Ferrari
Nicola Restani S.r.l.
ing. Damiano Bonomelli
geol. Andrea Ferrarotti
Protecnica S.r.l.

RUP: arch. Antonio Graziani
Comune di Rivoli
Direzione Servizi al Territorio e alla Città

OGGETTO

PRESIDI ANTINCENDIO ED ESODO
LOTTO 2
Pianta Piano Terra

DATA

13/10/2023

REV.01

REV.02

REV.03

SCALA

I10

1 : 100