

COMUNE DI RIVOLI

RISQUALIFICAZIONE DELLA VILLA ANTICA, DELLA PALAZZINA SVIZZERA E DELLE AREE ESTERNE AD ESSE CONNESSE DEL COMPENDIO DENOMINATO "VILLA MELANO"

FONTE DI FINANZIAMENTO: FONDO PER LO SVILUPPO E LA COESIONE (FSC)
CIG: 936107432A - CUP: F25C1900150007

PROGETTO DEFINITIVO

RTP: Isolarchiteti S.r.l. (capogruppo)
prof. arch. Giovanni Durbiano
arch. Umberto Montanari
arch. paesaggista Marco Ferrari
Nicola Restaun S.r.l.
MCM Ingegneria S.r.l.
ing. Damiano Bononelli
geol. Andrea Ferrarotti
Protecnico S.r.l.


RUP: arch. Antonio Graziani
Comune di Rivoli
Direzione Servizi al Territorio e alla Città

OGGETTO


Impianto di scarico acque nere -
Piante Palazzina e Aree Esterne

C12


DATA	REV.01	REV.02	REV.03	SCALA
13/10/2023	07/12/2023			come indicato

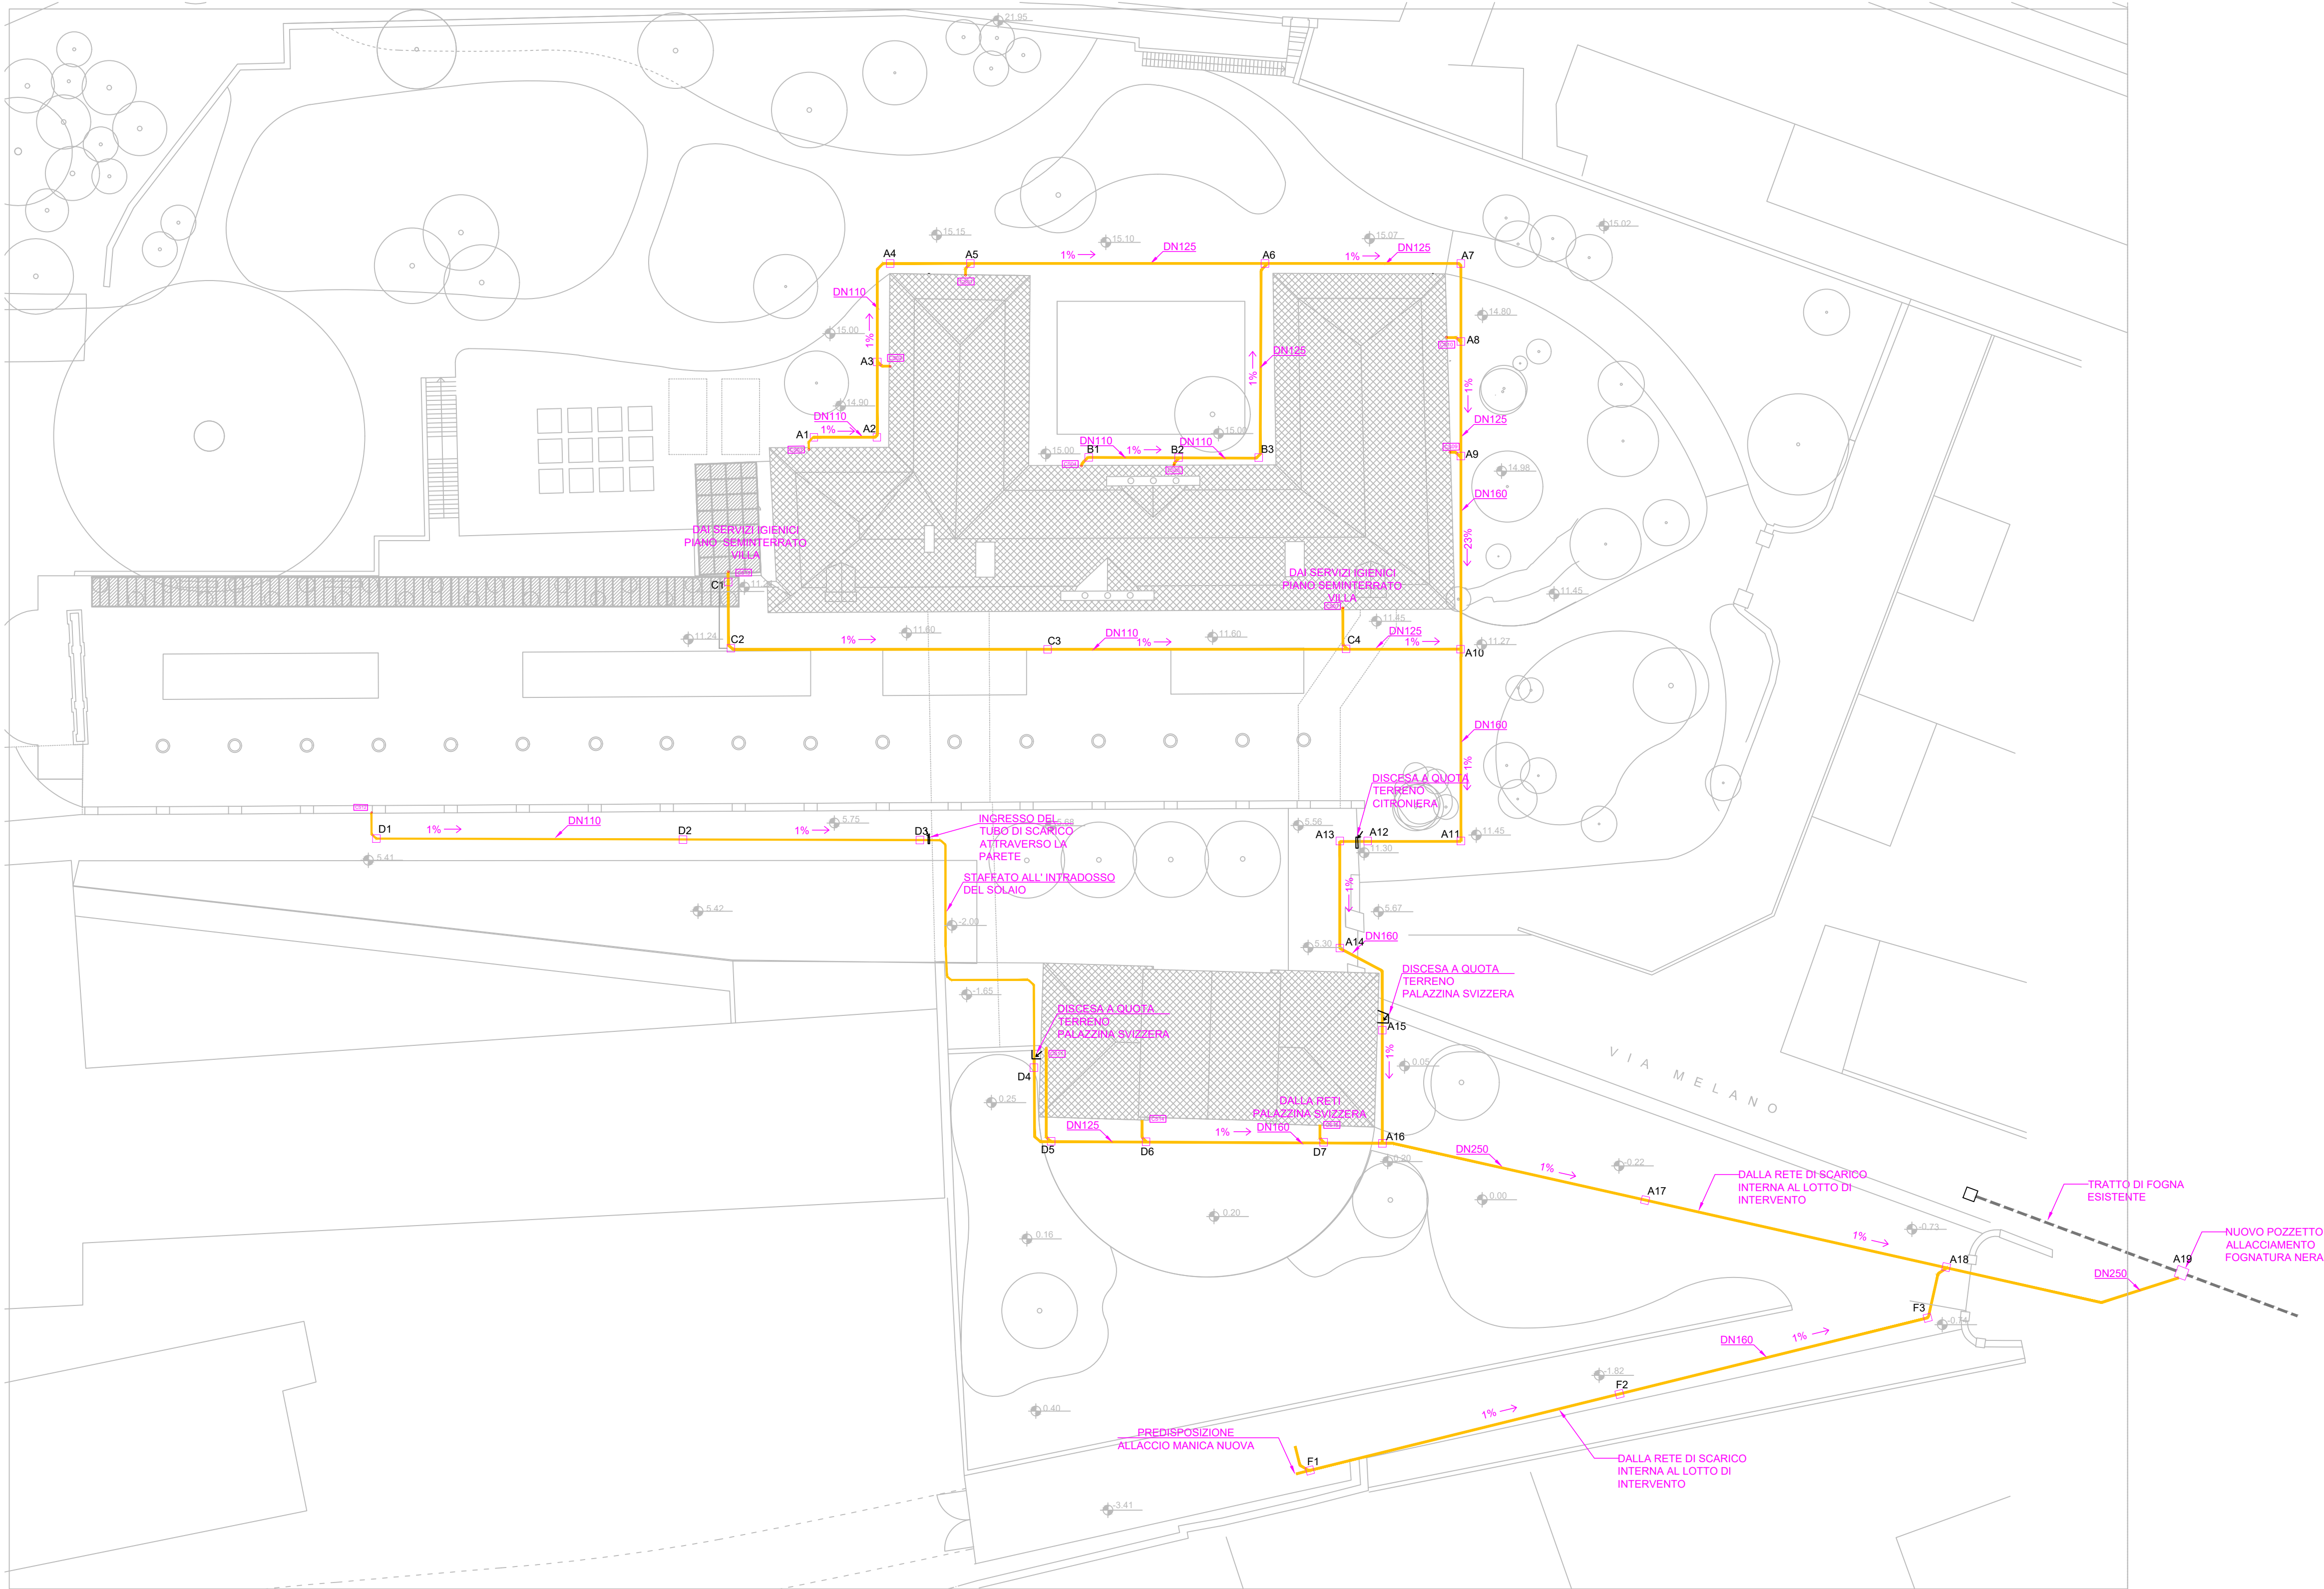


RETE DI SCARICO ACQUA NERE - Aree Esterne
SCALA 1:250

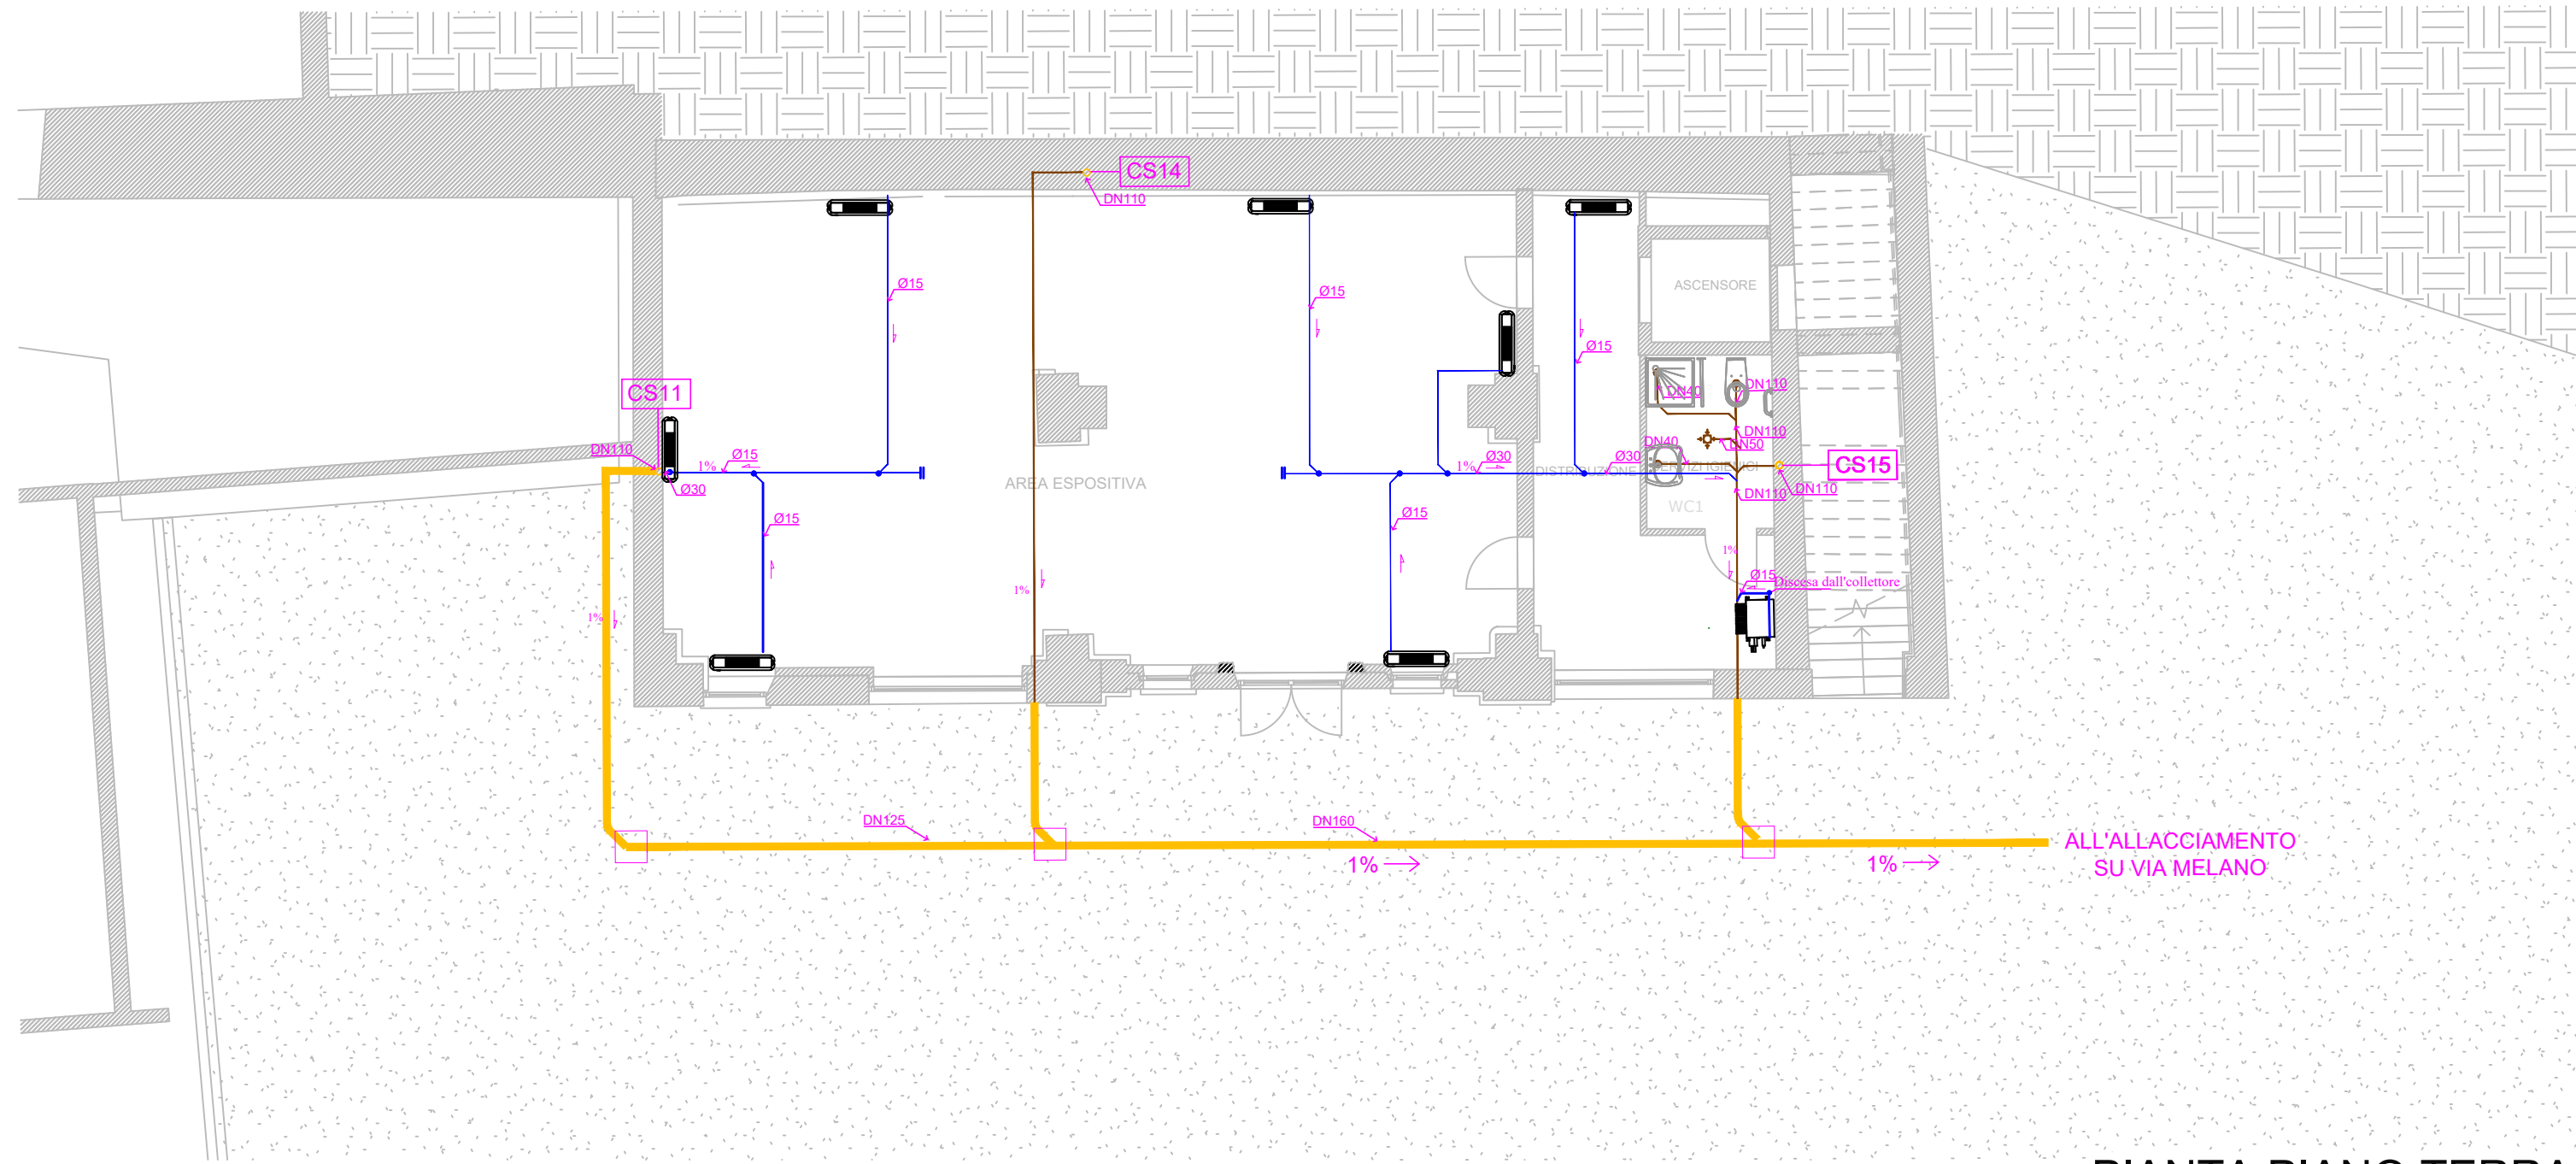


PIANTA PIANO TERRA
SCALA 1:100

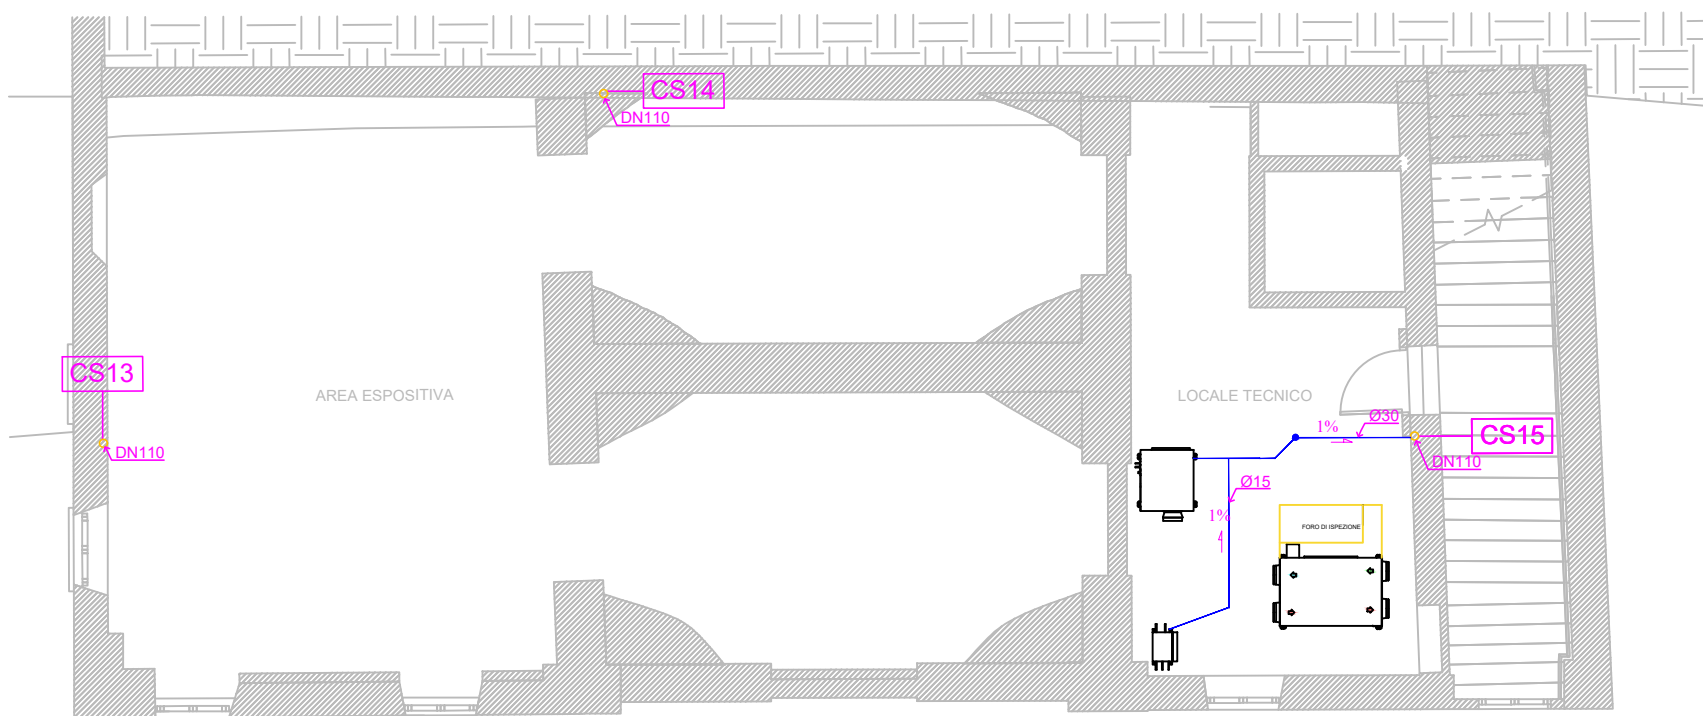

PIANTA PIANO AMMEZZATO
SCALA 1:100

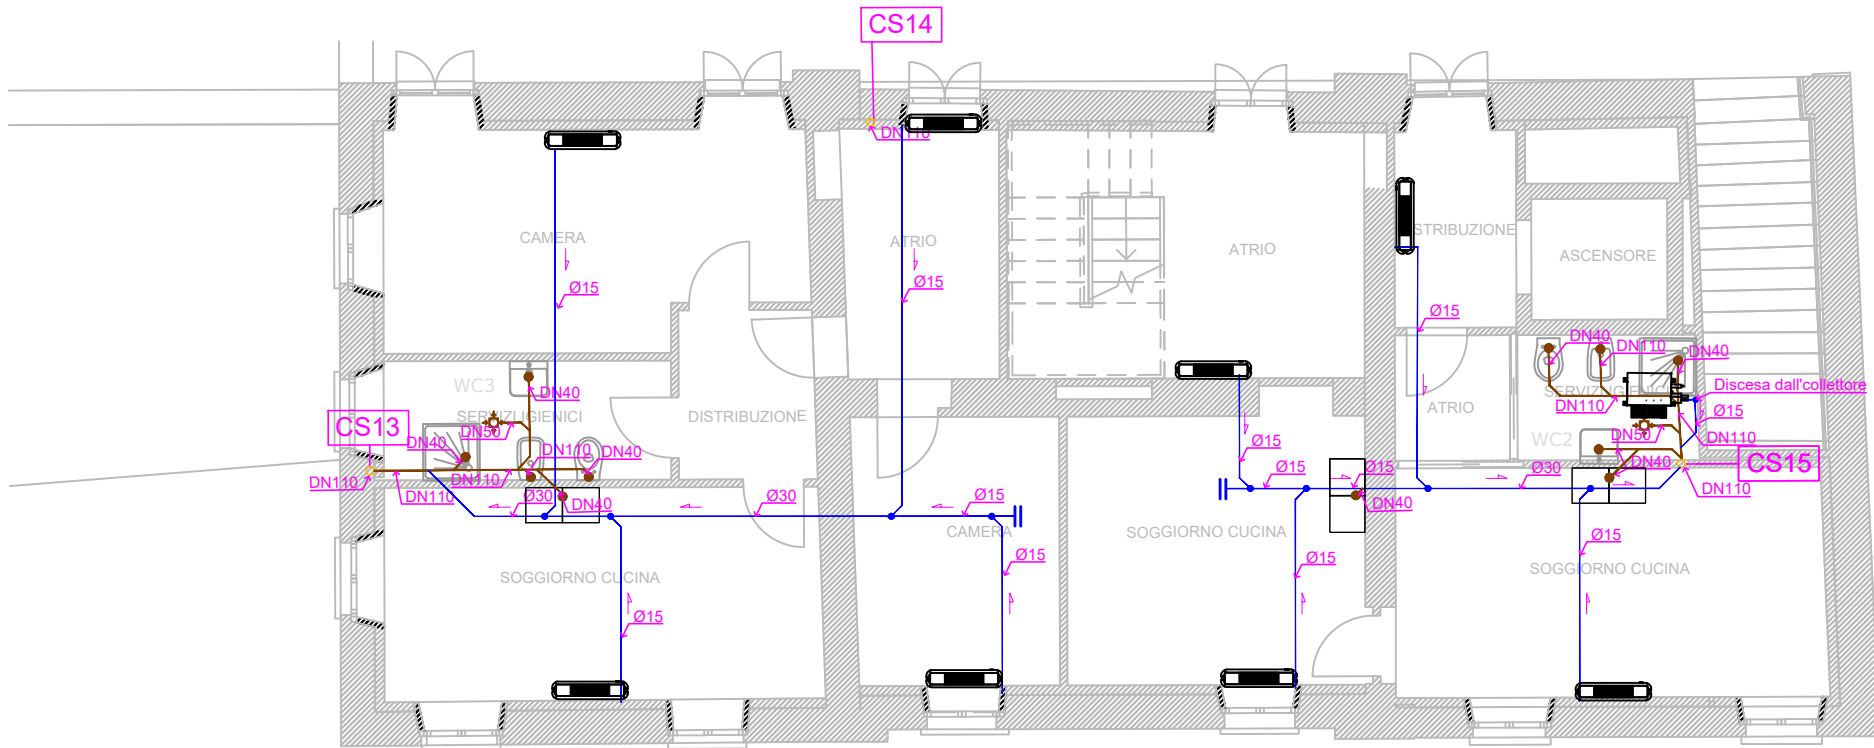

PIANTA PIANO PRIMO
SCALA 1:100

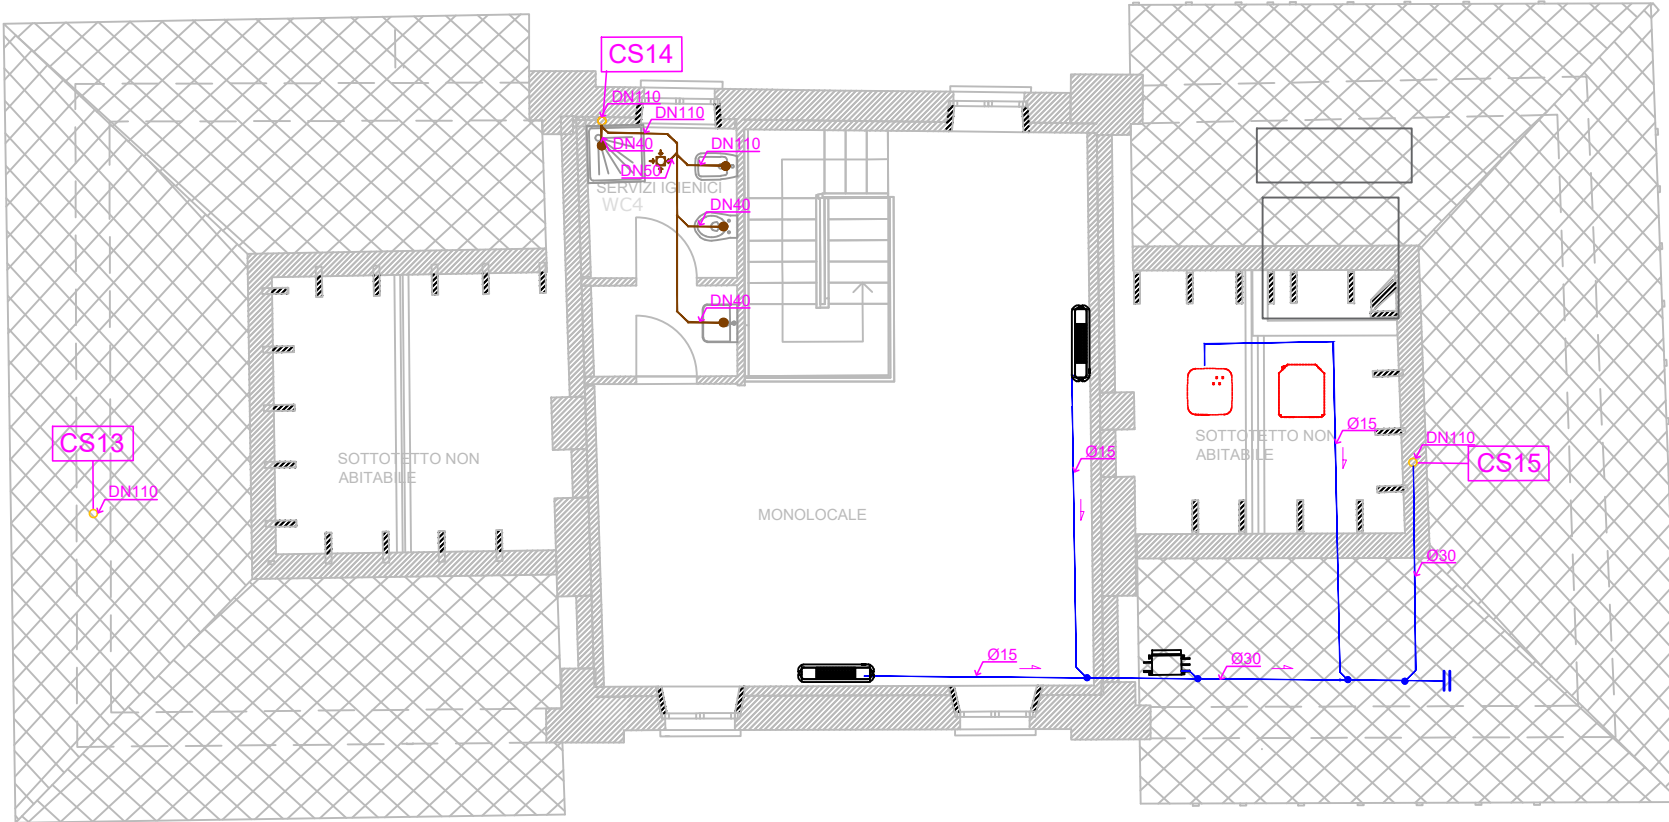

PIANTA PIANO SOTTOTETTO
SCALA 1:100

LEGENDA	
SIMBOLO	DESCRIZIONE
	TUBAZIONE DI SCARICO ACQUE NERE IN PVC S14 kN/m2 INTERRATE - NUOVO COLLETTORE FOGNARIO SU VIABILITA' PUBBLICA
	TUBAZIONE DI SCARICO ACQUE NERE IN PVC S14 kN/m2 INTERRATE
	TUBAZIONE DI SCARICO O DI VENTILAZIONE ACQUE NERE IN PEAD TIPO GEBERIT - RETE INTERNE AL LOTTO DI INTERVENTO
	TUBAZIONE DI SCARICO ACQUE NERE IN CEMENTO - TRATTO DI FOGNA ESISTENTE
	TUBAZIONE DI SCARICO CONDENZA IN PEAD
	POZZETTO DI ISPEZIONE IN CALCESTRUZZO COMPLETO DI CHIUSINO IN GHISA CARRABILE C250-ALLE RETI MUNICIPALI Dimensione 40x40xH 50 cm (variabile, vedere riferimento profilo di scarico, vedere elaborato C22)
	COLONNA DI SCARICO E/O DI VENTILAZIONE REALIZZATA CON TUBAZIONE IN PEAD TIPO GEBERIT FONDOASSORBENTE
	TUBAZIONE ACQUA POTABILE FREDDA SANITARIA IN POLIETILENE PER POSA INTERRATA PER CONVOGLIAMENTO FLUIDI IN PRESSIONE AD USO UMANO PE100