


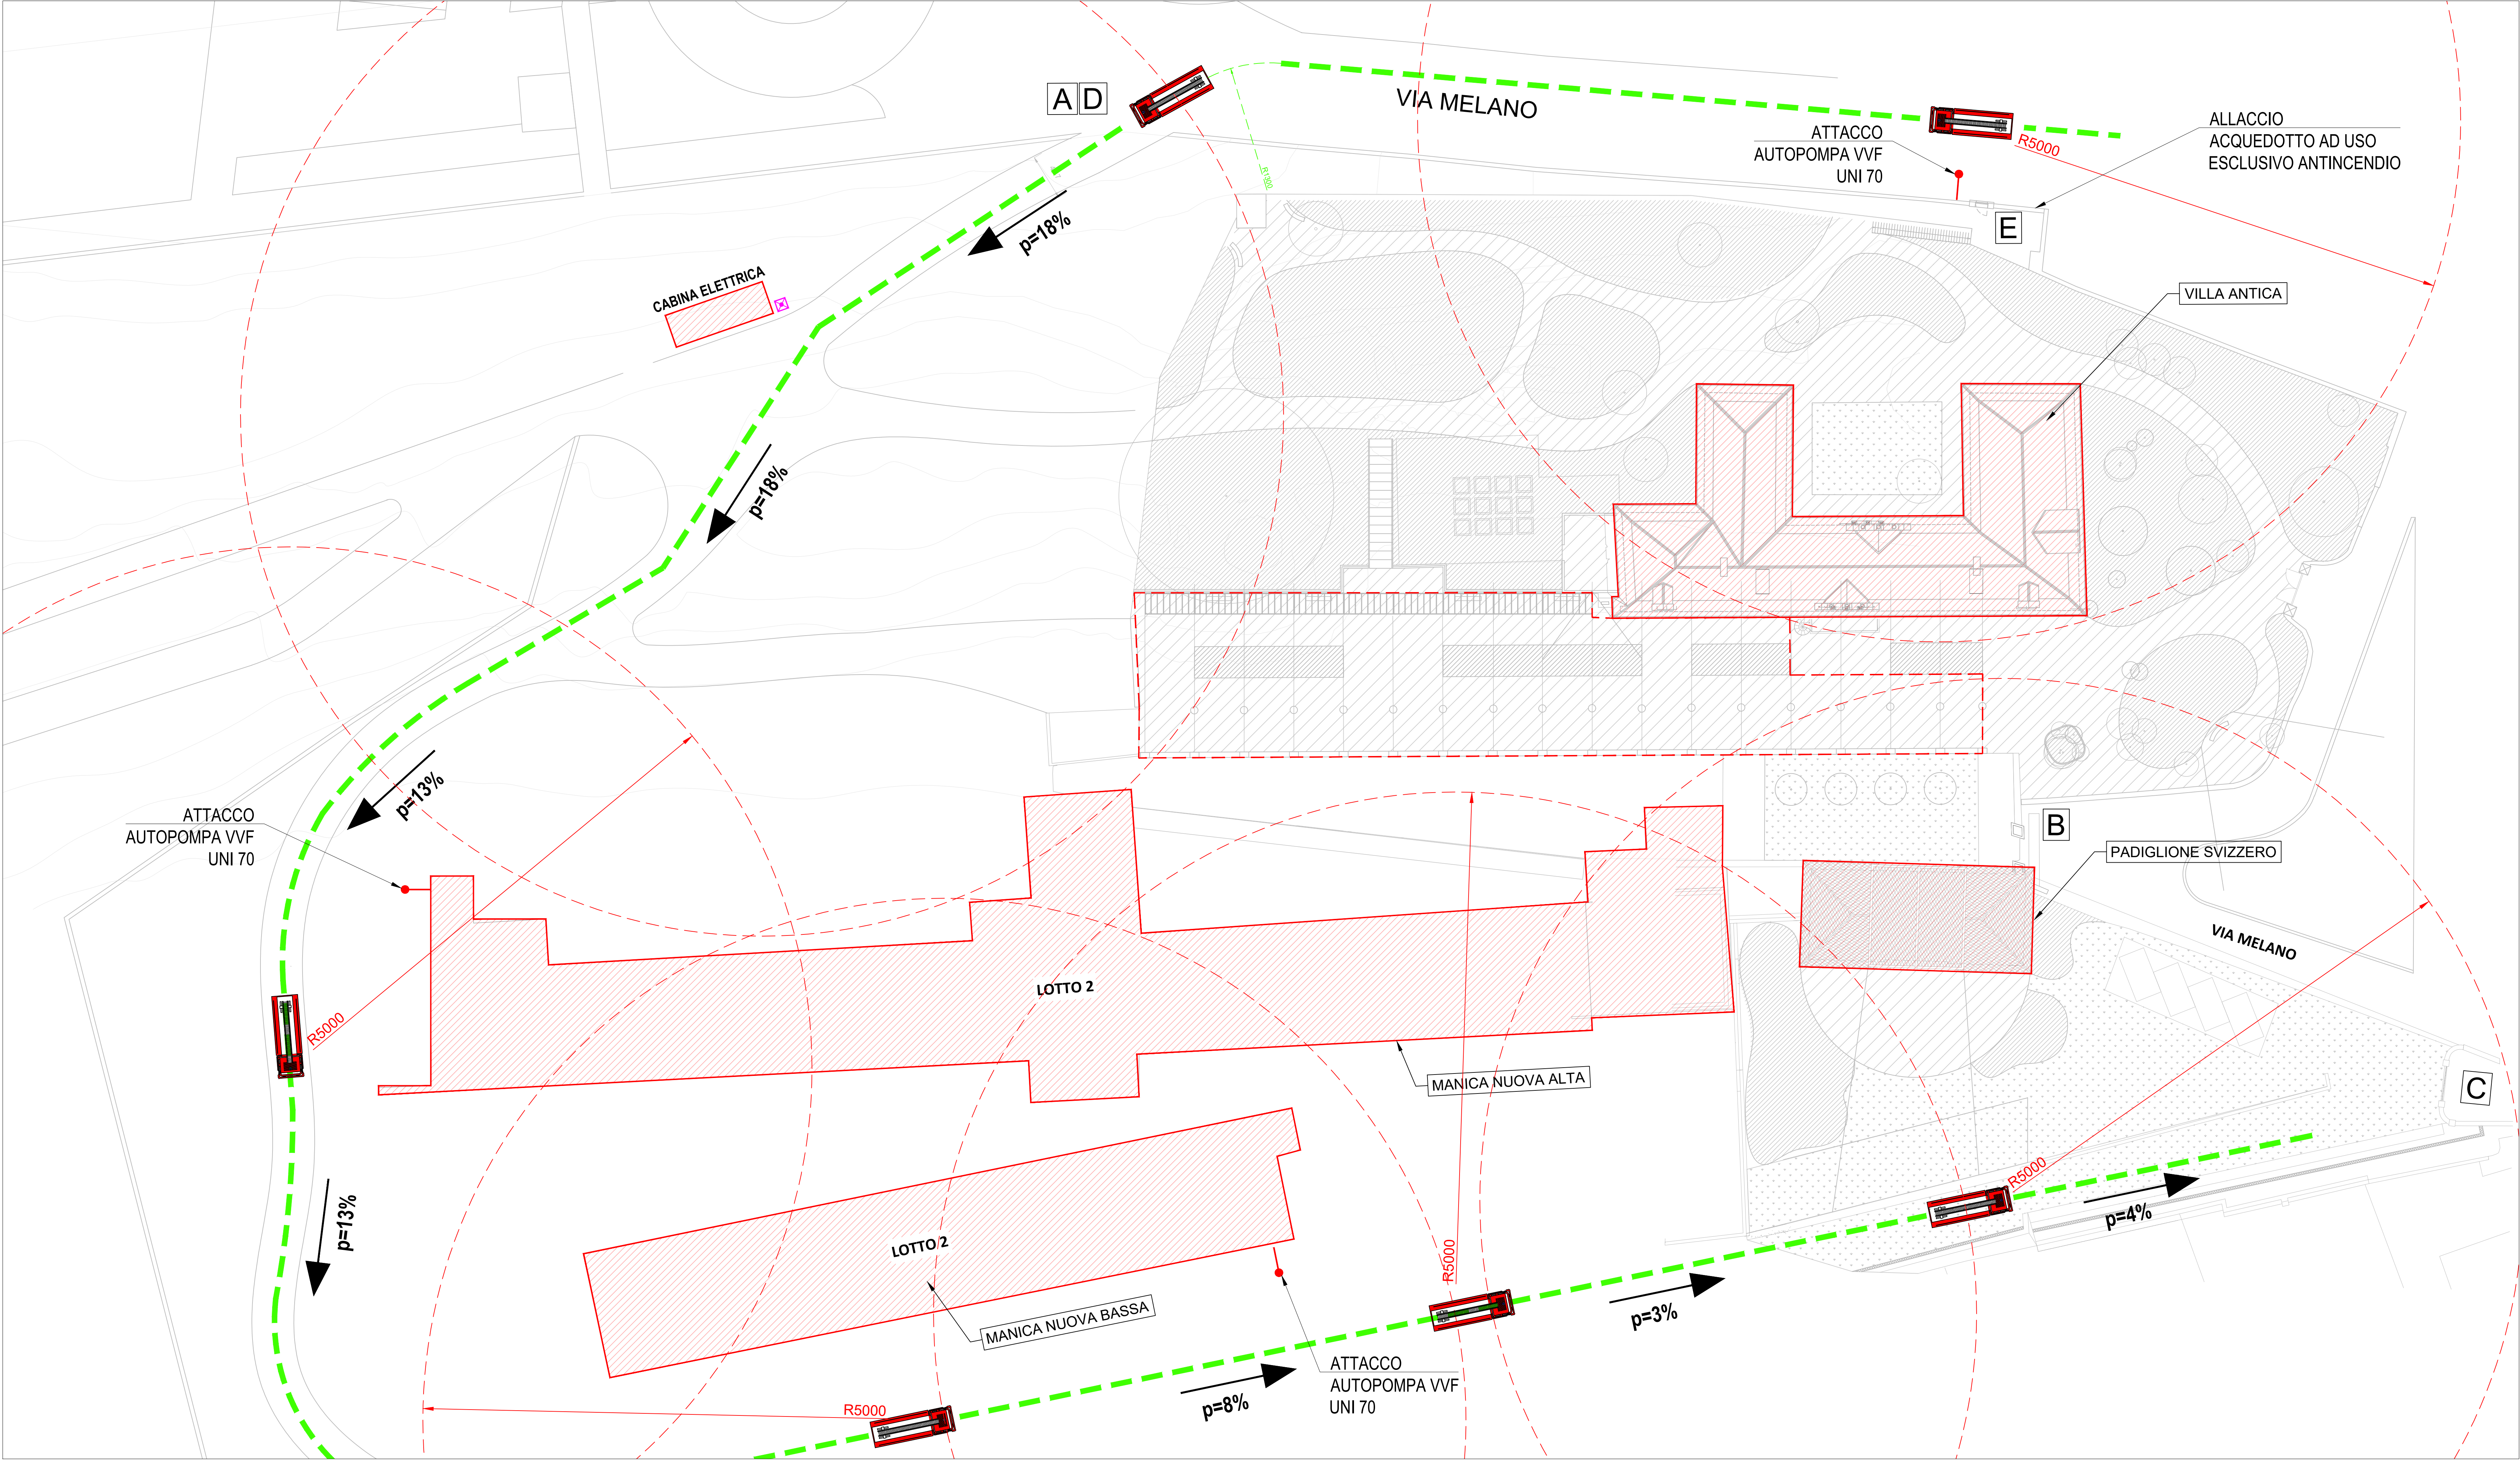

PLANIMETRIA GENERALE DI INQUADRAMENTO - Scala 1:250

LEGENDA	
A	INGRESSO PEDONALE
B	ACCESSO CARRABILE
C	ACCESSO CARRABILE
D	ACCESSO CARRABILE - INGRESSO MEZZI DI SOCCORSO VVF
E	INGRESSO PEDONALE VVF
	PULSANTE DI SGANCIO DI EMERGENZA DELL'IMPIANTO ELETTRICO
	GRUPPO ATTACCHI DI MANDATA PER AUTOPOMPA

COMUNE DI RIVOLI

RIQUALIFICAZIONE DELLA VILLA ANTICA, DELLA PALAZZINA SVIZZERA E DELLE AREE ESTERNE AD ESSE CONNESSE DEL COMPENDIO DENOMINATO "VILLA MELANC"

FORNITORE DI FINANZIAMENTO: FONDO PER LO SVILUPPO E LA COESIONE (FSC)
CIG: 938107432 - CUP: F25C19001500007

RICHIESTA PARERE DI CONFORMITA' ANTINCENDIO

RTP: Isolarchiteti S.r.l. (capogruppo)
prof. arch. Giovanni Durbiano
arch. Umberto Montanari
arch. paesaggista Marco Ferrari
Nicola Restauri S.r.l.
MCM Ingegneria S.r.l.
ing. Damiano Bonomelli
geol. Andrea Ferrarotti
Pirotecnica S.r.l.

RUP: arch. Antonio Graziani
Comune di Rivoli
Direzione Servizi al Territorio e alla Città

OGGETTO

PLANIMETRIA GENERALE

102

DATA

13/10/2023

REV.01

REV.02

REV.03

SCALA

1 : 250