




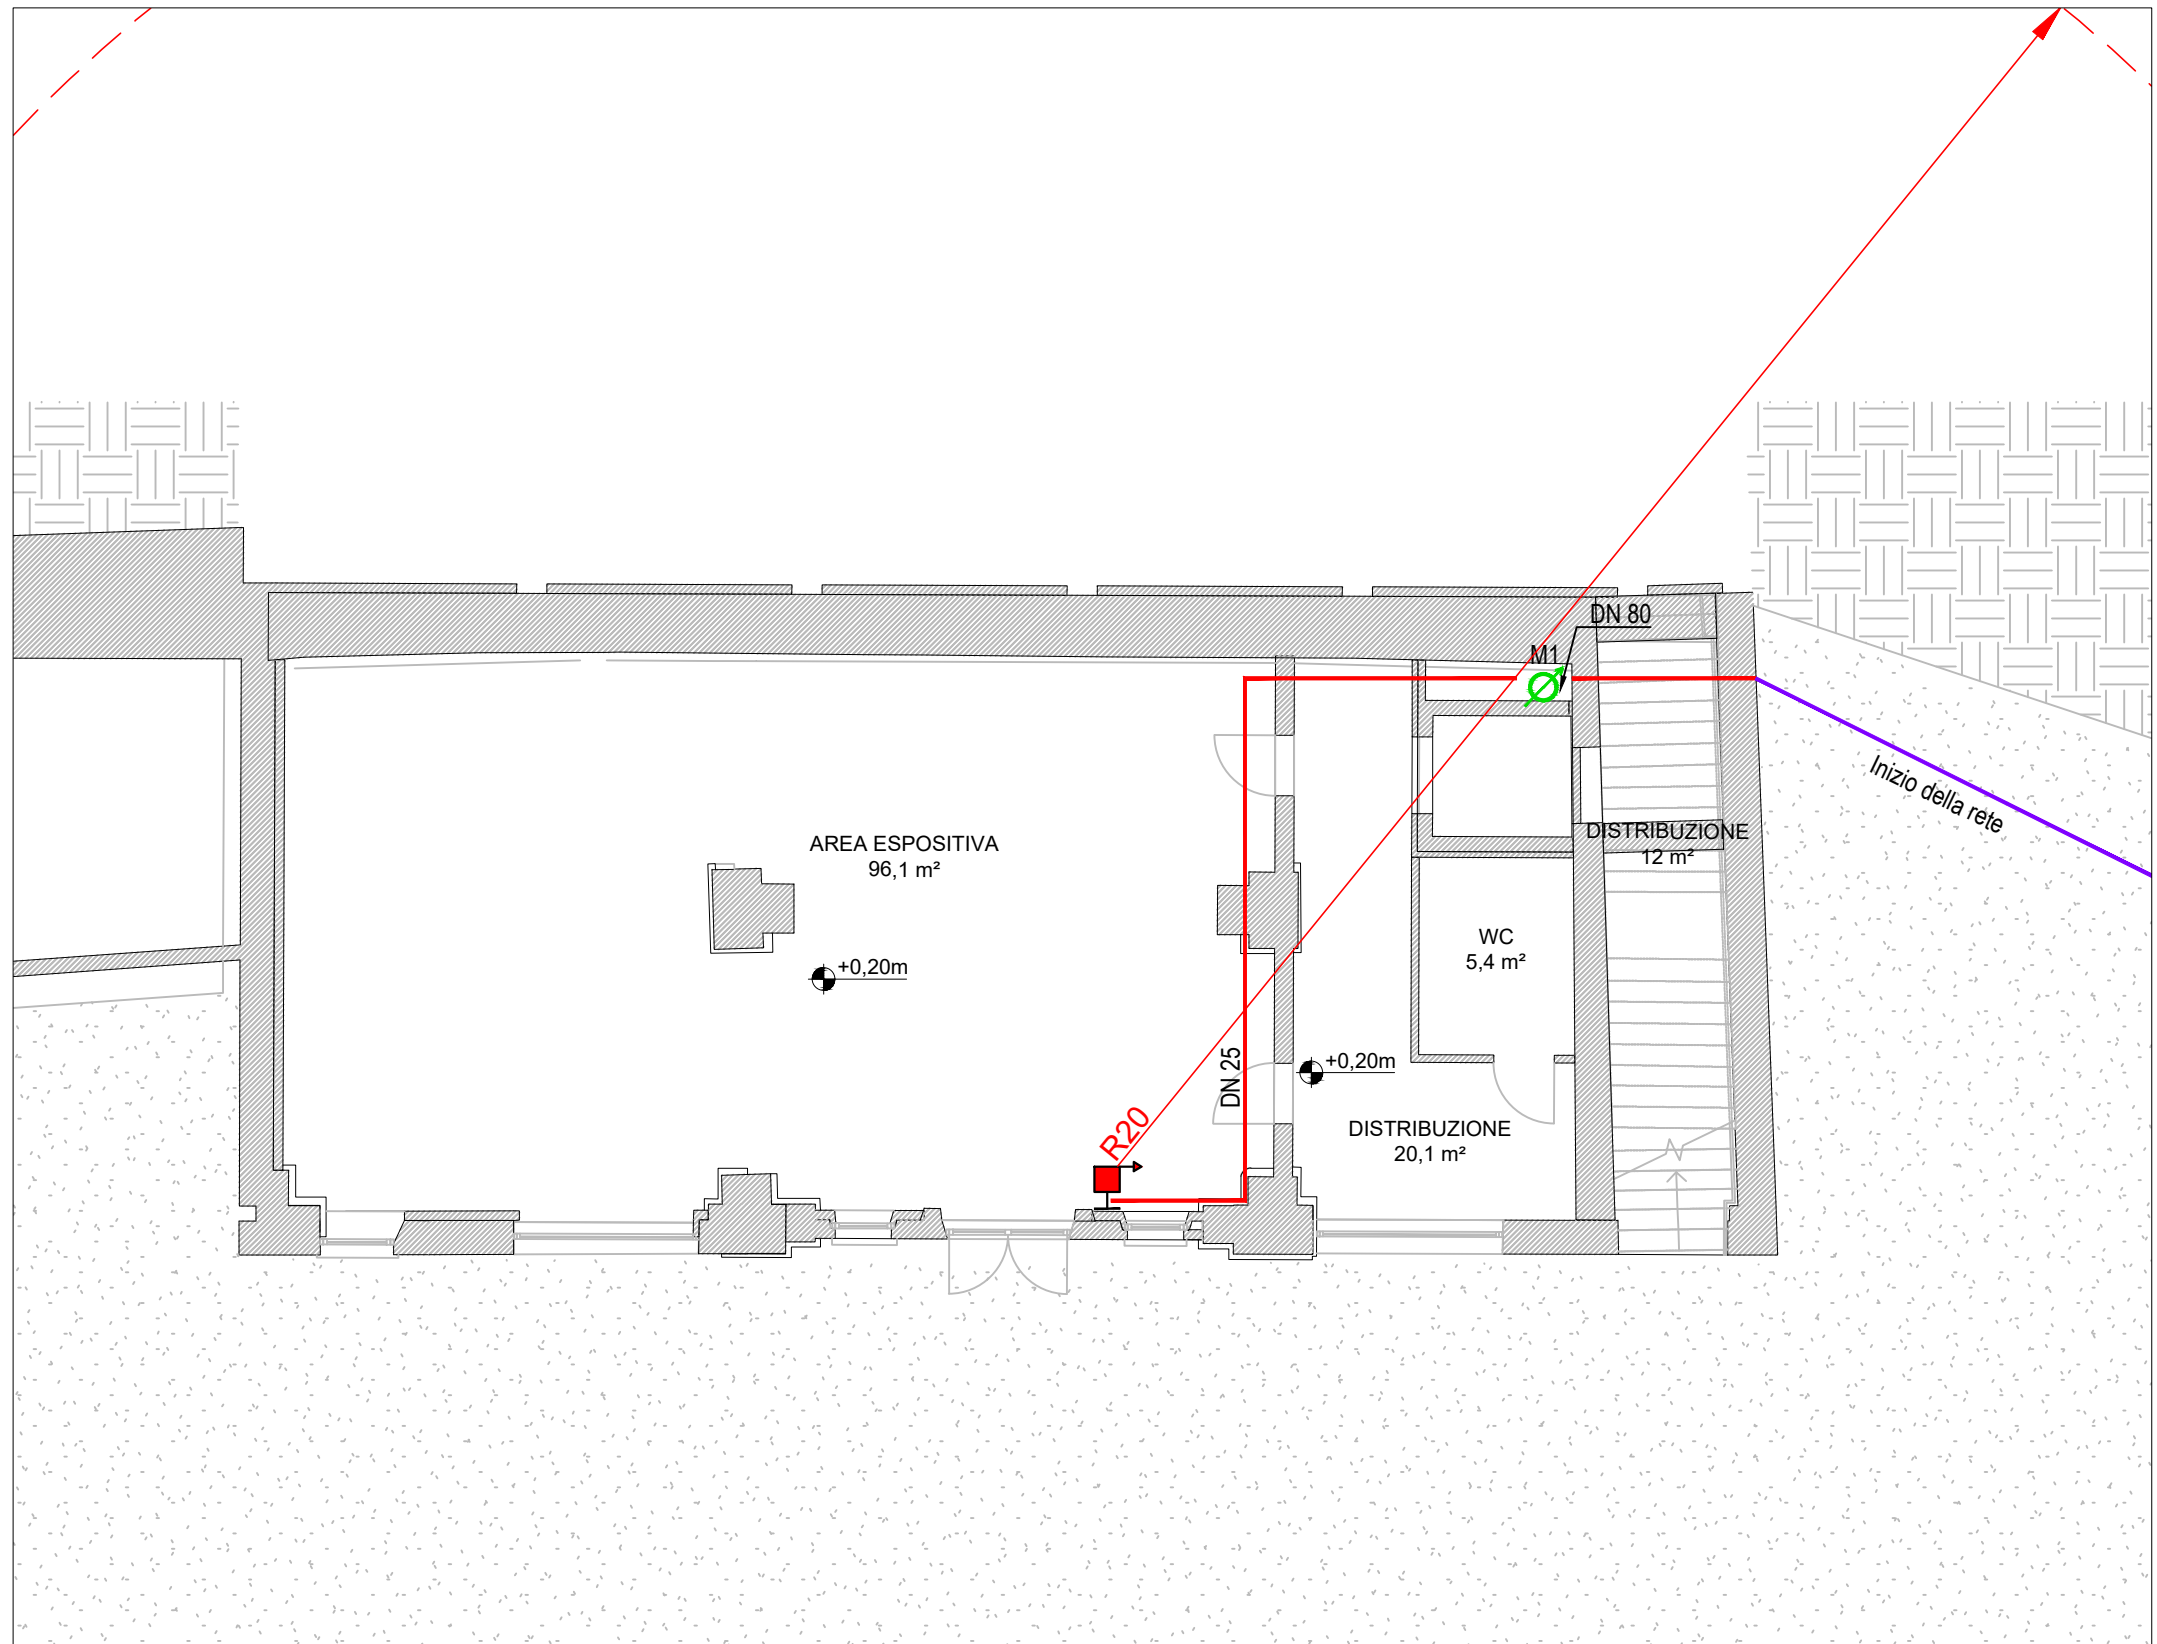


PIANTA PIANO TERRA - Scala 1:100

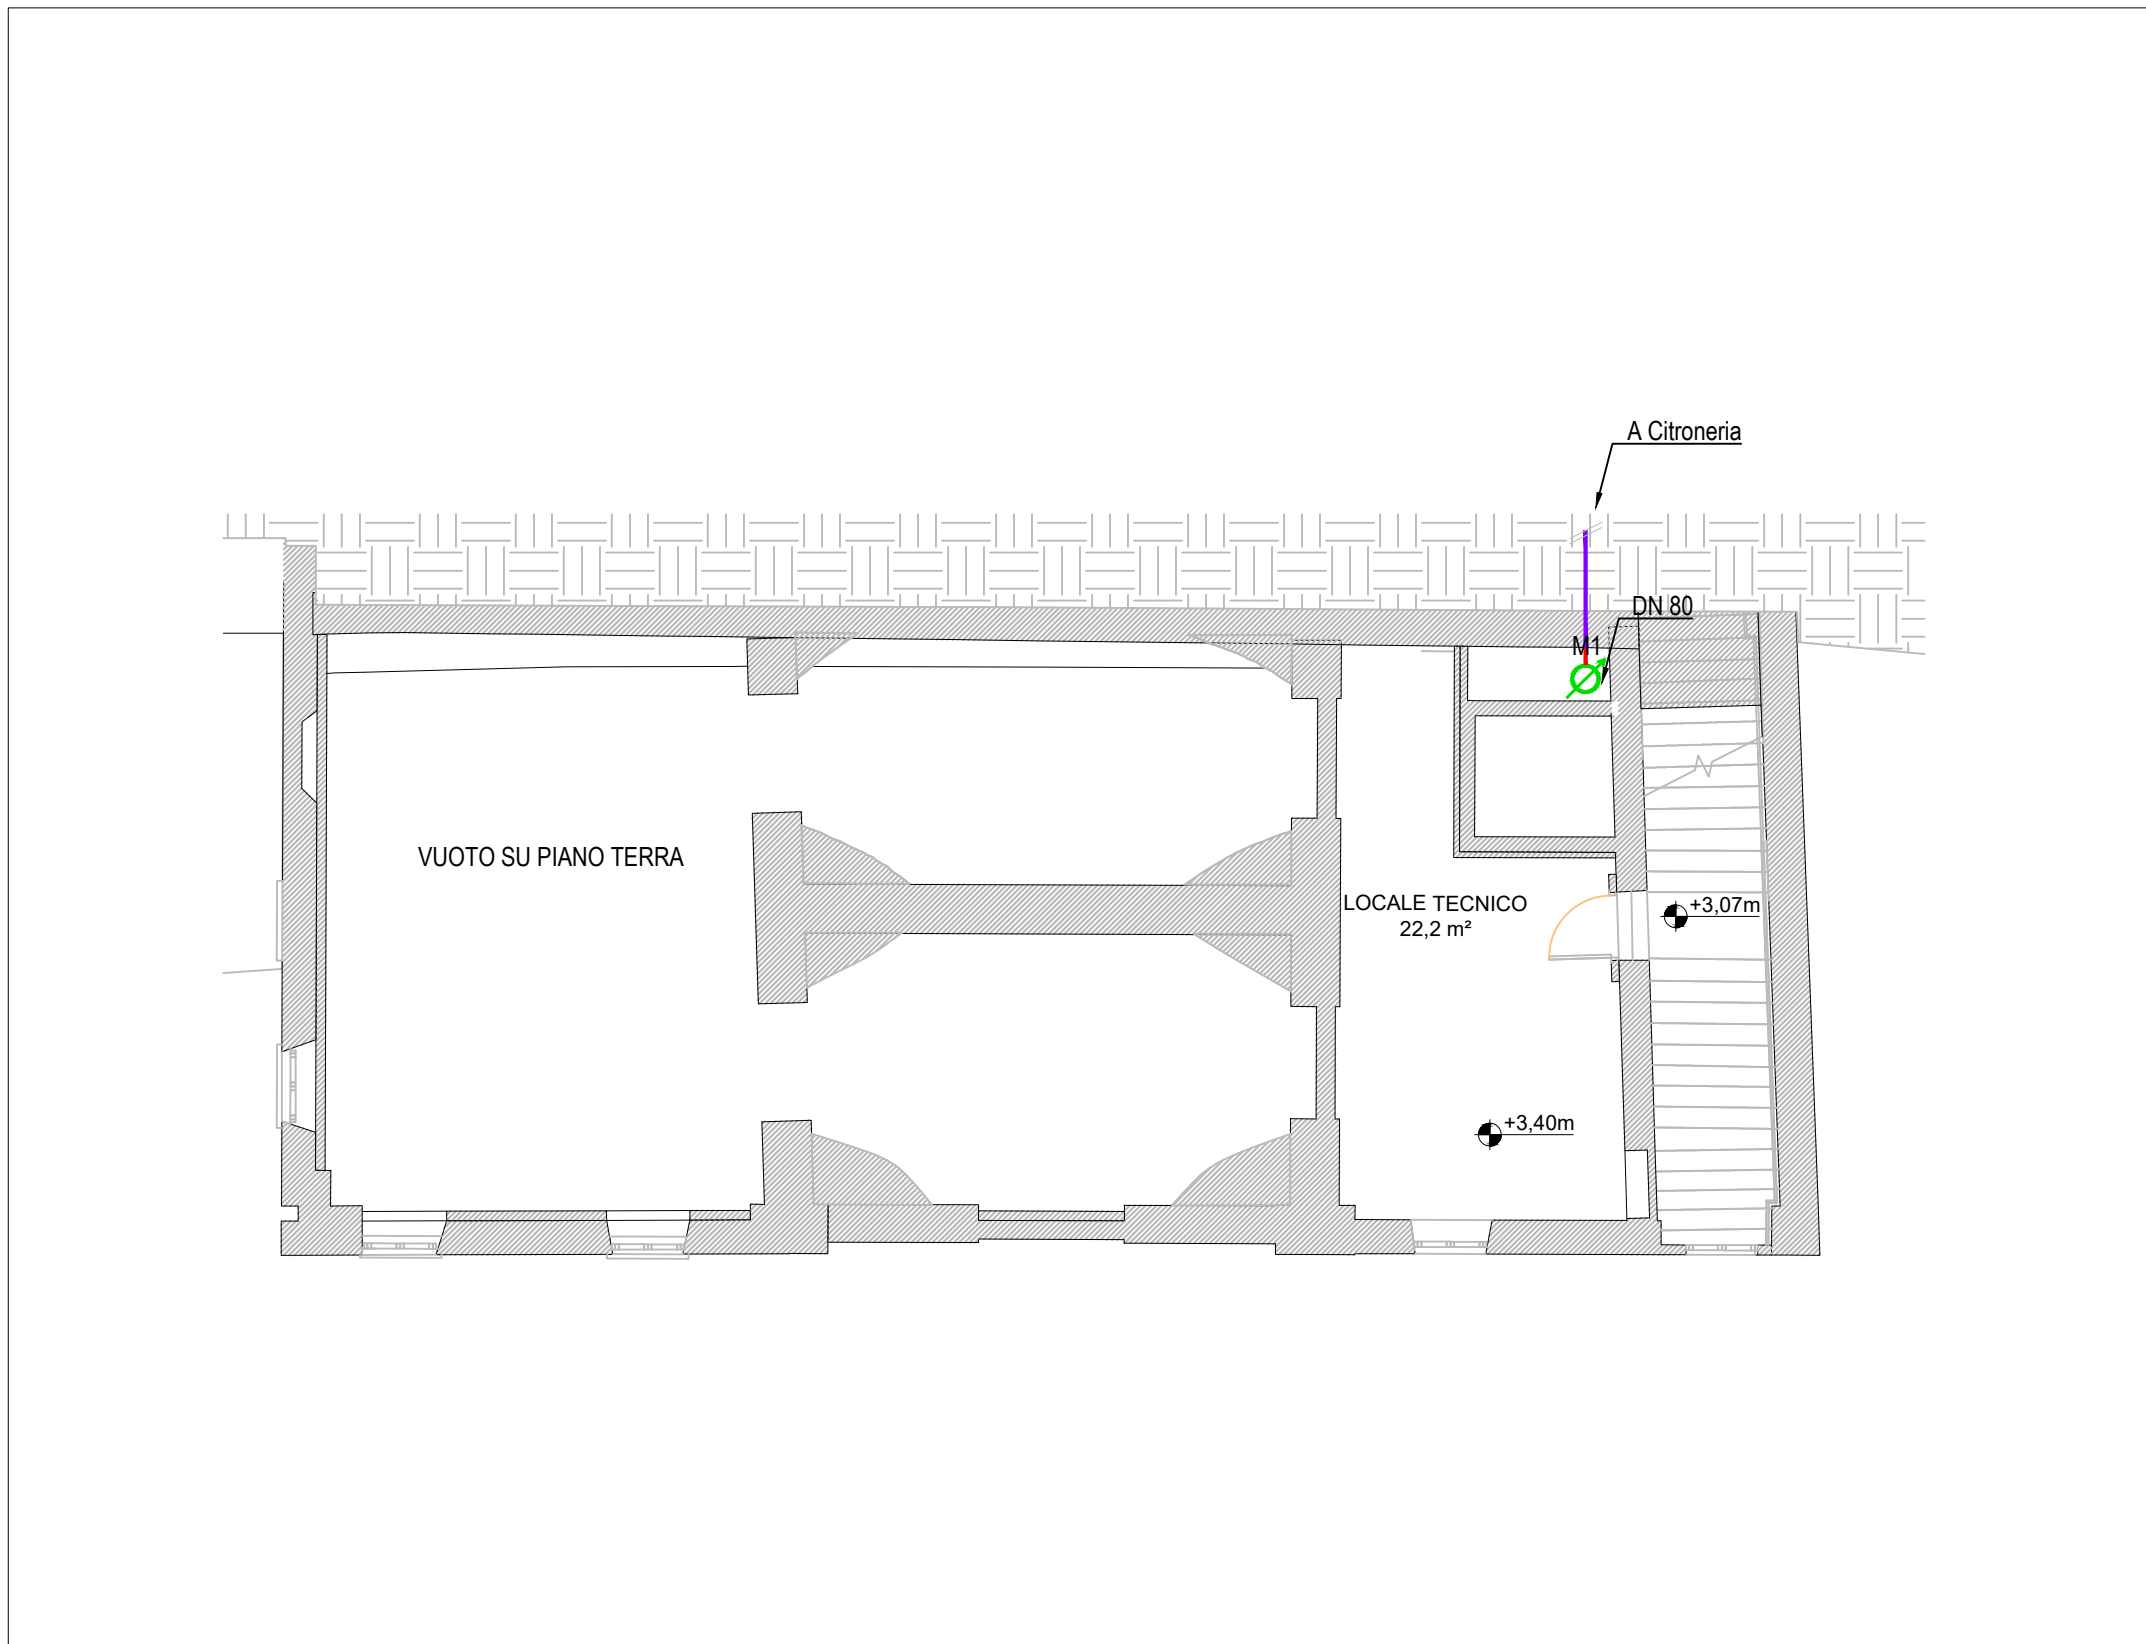

PIANTA PIANO AMMEZZATO - Scala 1:100

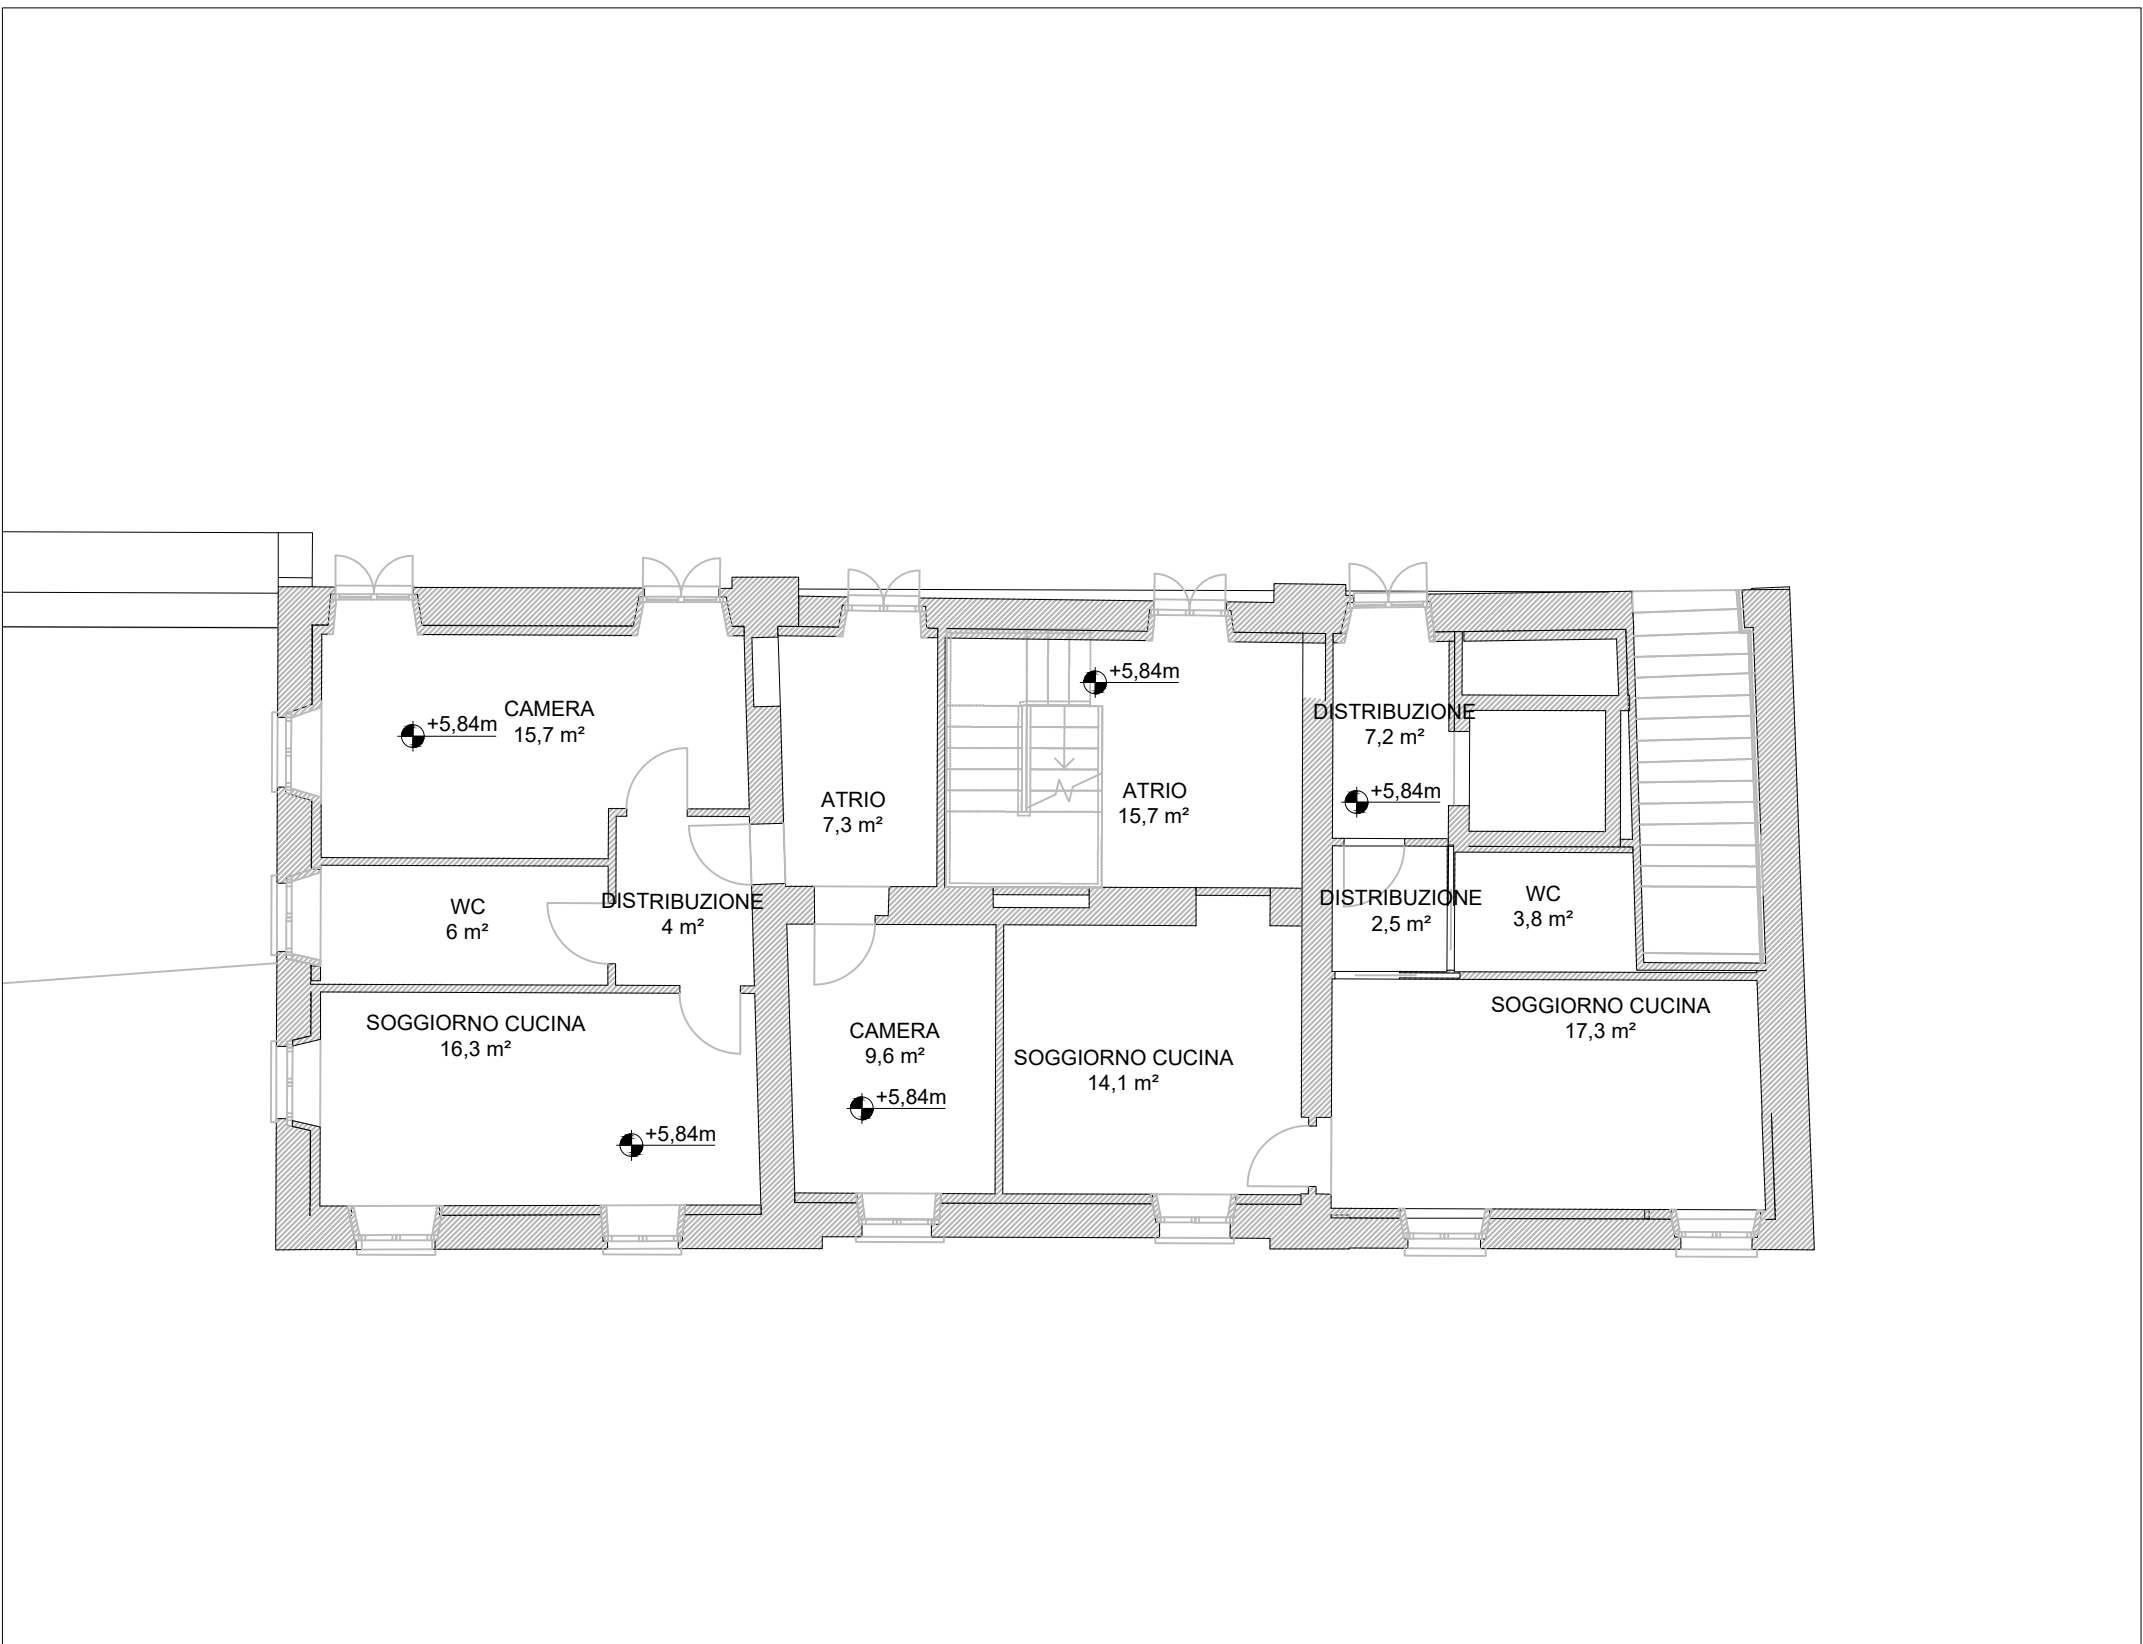


PIANTA PIANO PRIMO - Scala 1:100

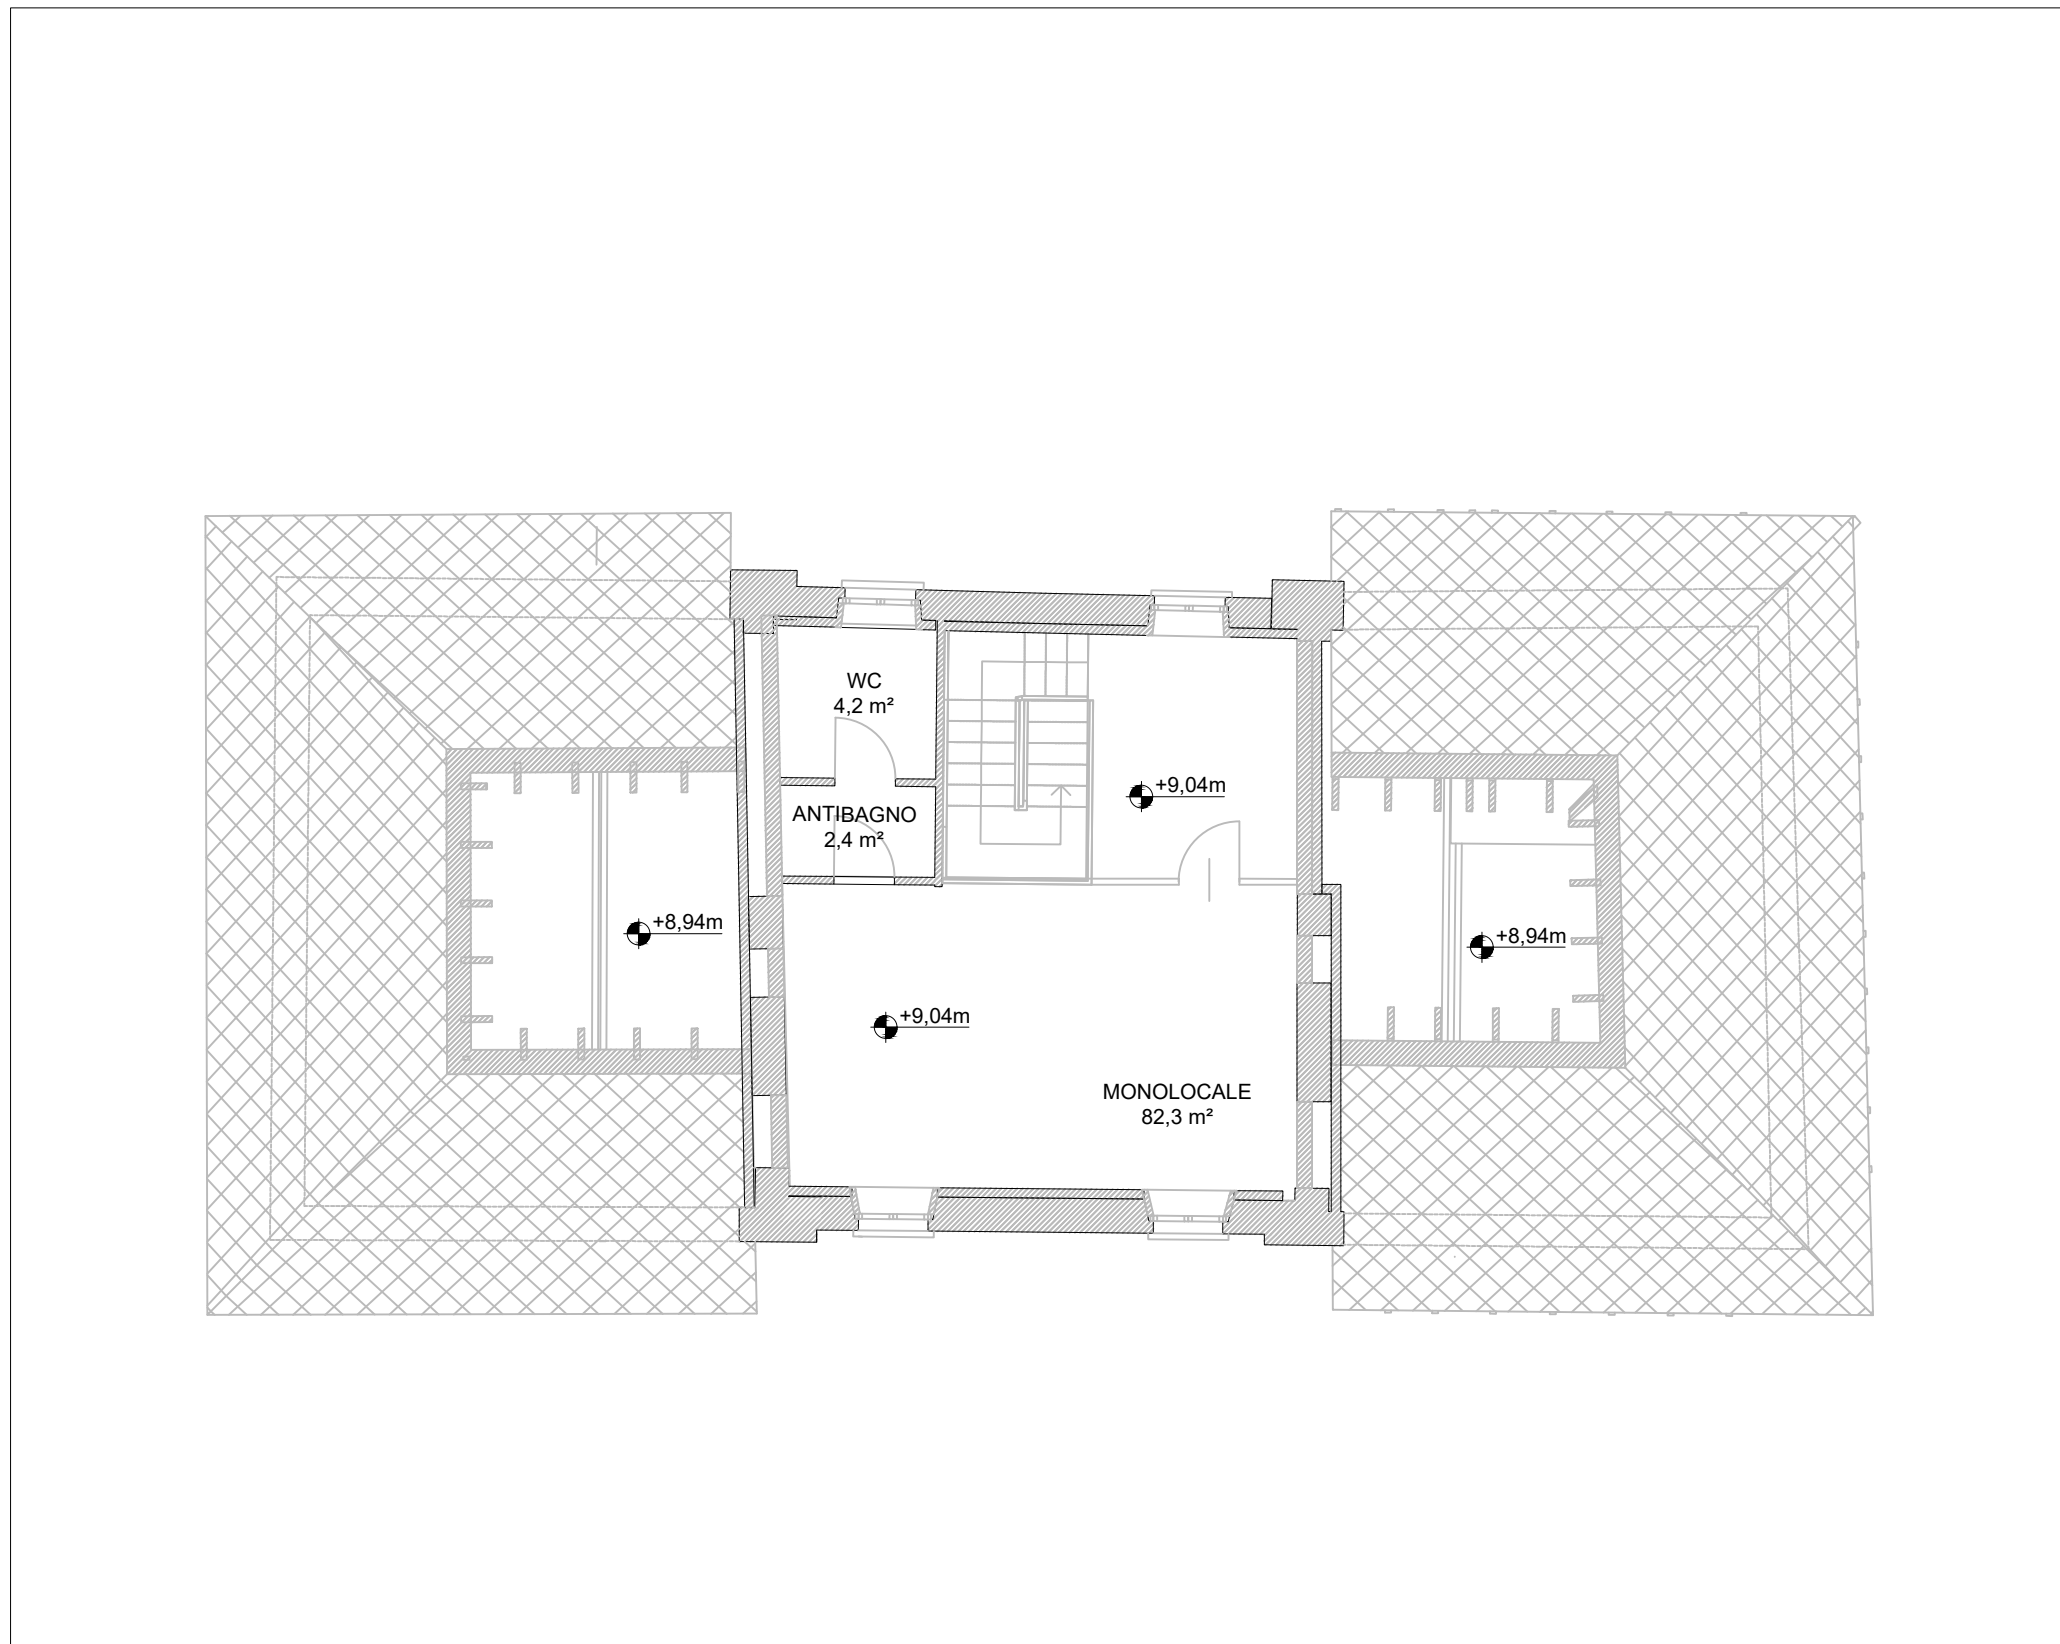



PIANTA PIANO SOTTOTETTO - Scala 1:100

PALAZZINA SVIZZERA

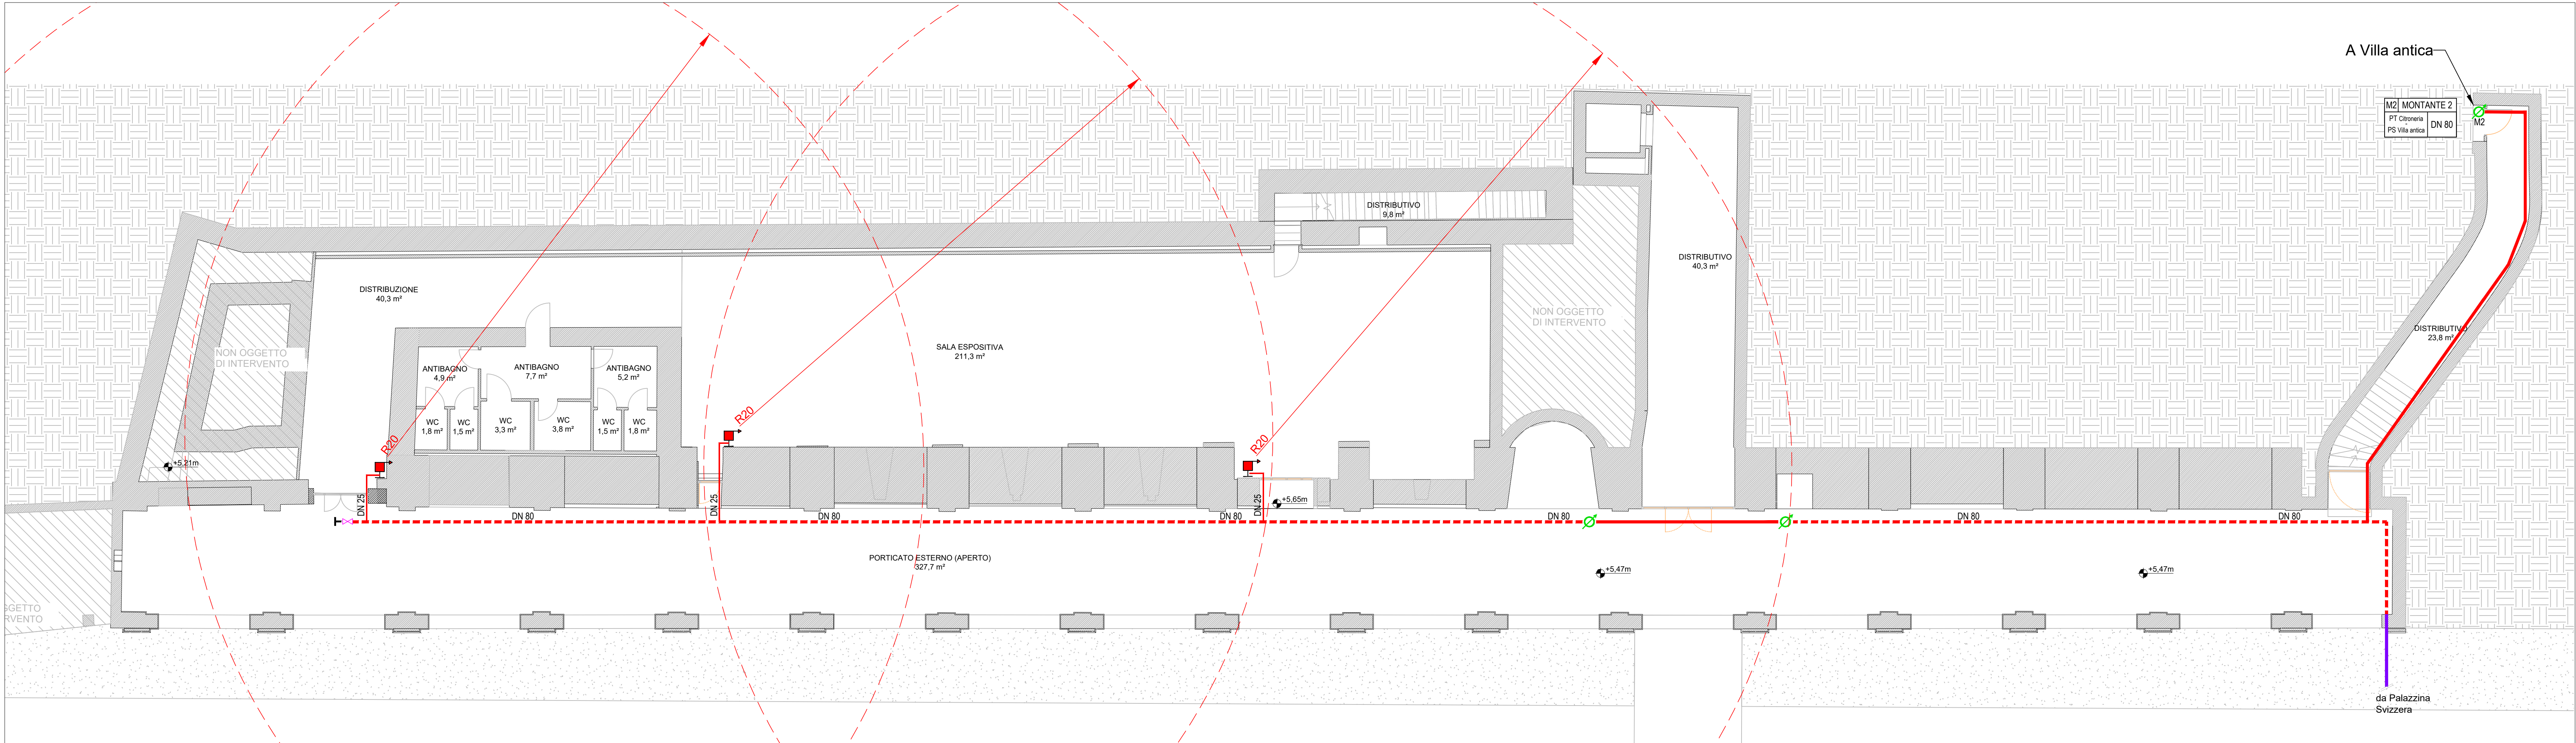

PIANTA PIANO TERRA - Scala 1:200

CITRONERIA

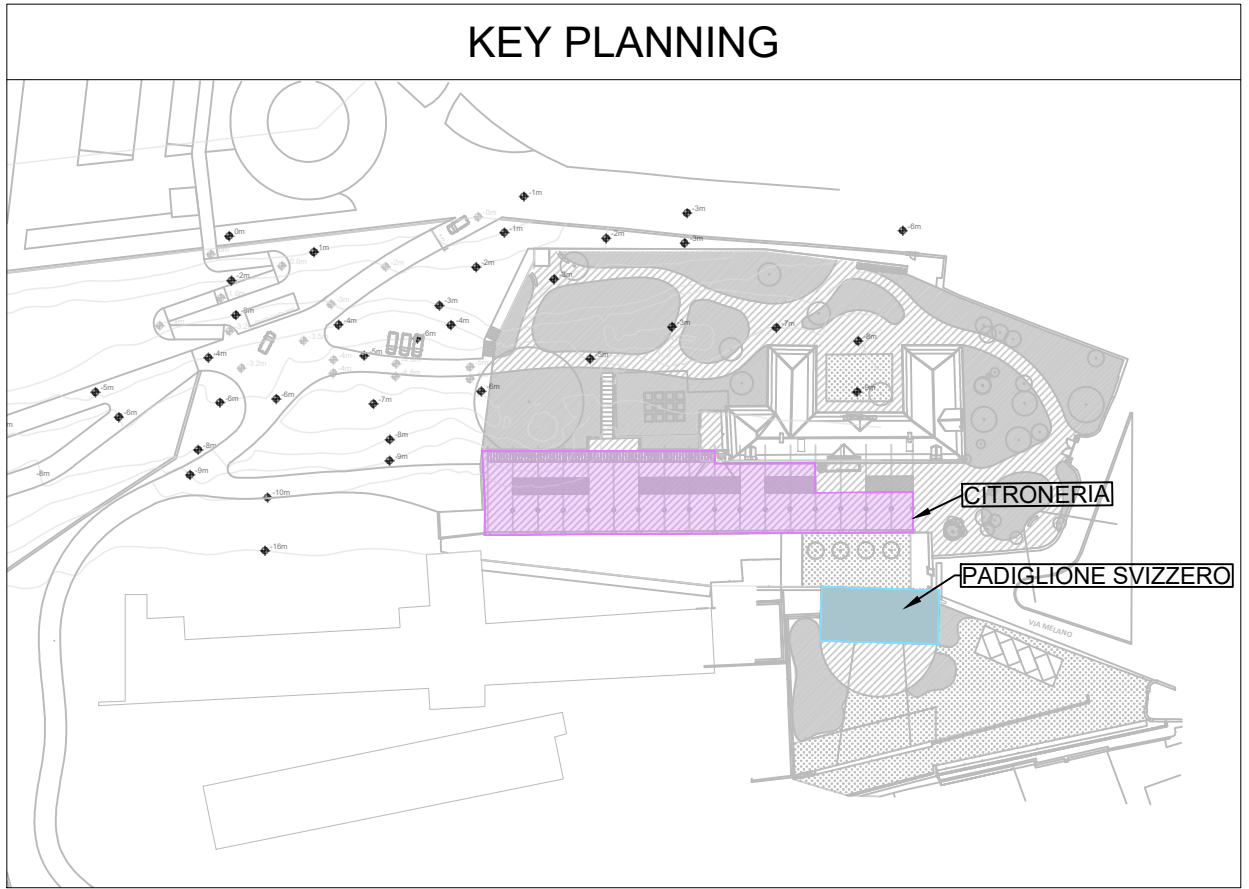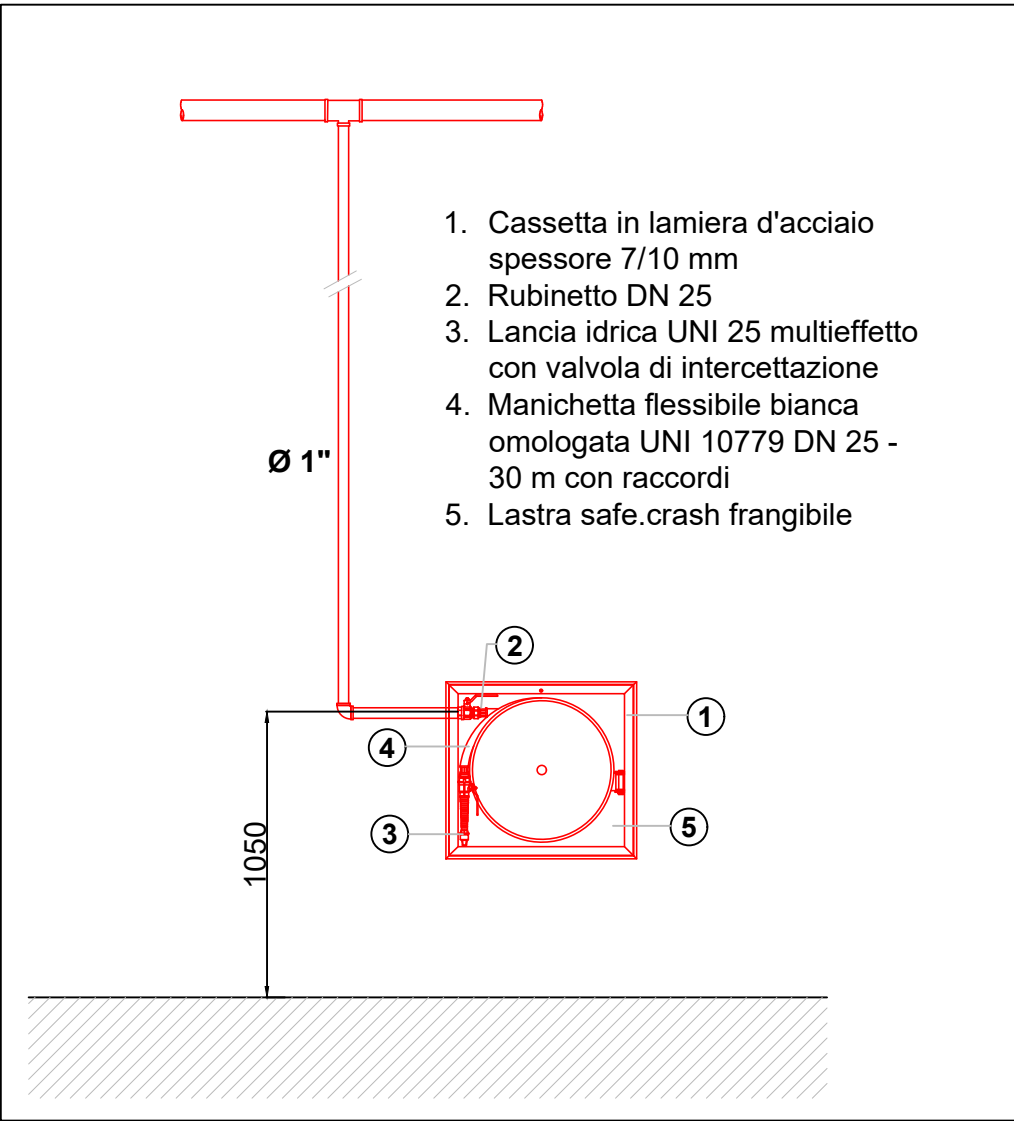

LEGENDA	
	TUBAZIONE INTERRATA IN POLIETILENE AD ALTA DENSITA' (PEAD) PE 100, PN 16, SDR 11, CONFORME A NORMA UNI EN 12201-2.
	TUBAZIONE PER CONDOTTE D'ACQUA IN PRESSIONE FUORI TERRA, IN ACCIAIO NON LEGATO, SENZA SALDATURA, CONFORMI ALLA NORMA UNI EN 10255, DIAMETRI FINO A 4". DISTRIBUZIONE A PARETE O SOFFITTO
	TUBAZIONE PER CONDOTTE D'ACQUA IN PRESSIONE FUORI TERRA, IN ACCIAIO NON LEGATO, SENZA SALDATURA, CONFORMI ALLA NORMA UNI EN 10255, DIAMETRI FINO A 4". DISTRIBUZIONE SOTTOPAVIMENTO
	NASPO UNI 25 A PARETE DA INTERNO, MARCATO CE, COMPLETO DI CASSETTA COLORE RAL 3000, MANICHETTA 30 m.
	GRUPPO ATTACCHI DI MANDATA AUTOPOMPA VVF
	MONTANTI VERTICALI RETE IDRANTI FLUSSO ASCENDENTE
	MONTANTI VERTICALI RETE IDRANTI FLUSSO DISCENDENTE
	VALVOLA DI INTERCETTAZIONE PN 16.
	VALVOLA A SFERA LUCCHETTABILE.

COMUNE DI RIVOLI

RIQUALIFICAZIONE DELLA VILLA ANTICA, DELLA PALAZZINA SVIZZERA E DELLE AREE ESTERNE AD ESSE CONNESSE DEL COMPENDIO DENOMINATO "VILLA MELANC"

SOURCE OF FINANCING: FUND FOR THE DEVELOPMENT AND THE COHESION (FSC)

CIG: 938107432/ - CUP: F25C19001500007

IMPIANTI IDRICI ANTINCENDIO

RTP: Isolarchiteti S.r.l. (capogruppo)
prof. arch. Giovanni Durbiano
arch. Umberto Montanari
arch. paesaggista Marco Ferrari
Nicola Restauri S.r.l.
MCM Ingegneria S.r.l.
ing. Damiano Bonomelli
geo. Andrea Ferrarotti
Pirotecnico S.r.l.

RUP: arch. Antonio Graziani
Comune di Rivoli
Direzione Servizi al Territorio e alla Città

OGGETTO

IMPIANTI IDRICI ANTINCENDIO
CITRONERIA E PALAZZINA SVIZZERA
Piante

E06

DATA

REV.01
07/12/2023

REV.02

REV.03

SCALA
1 : 100