




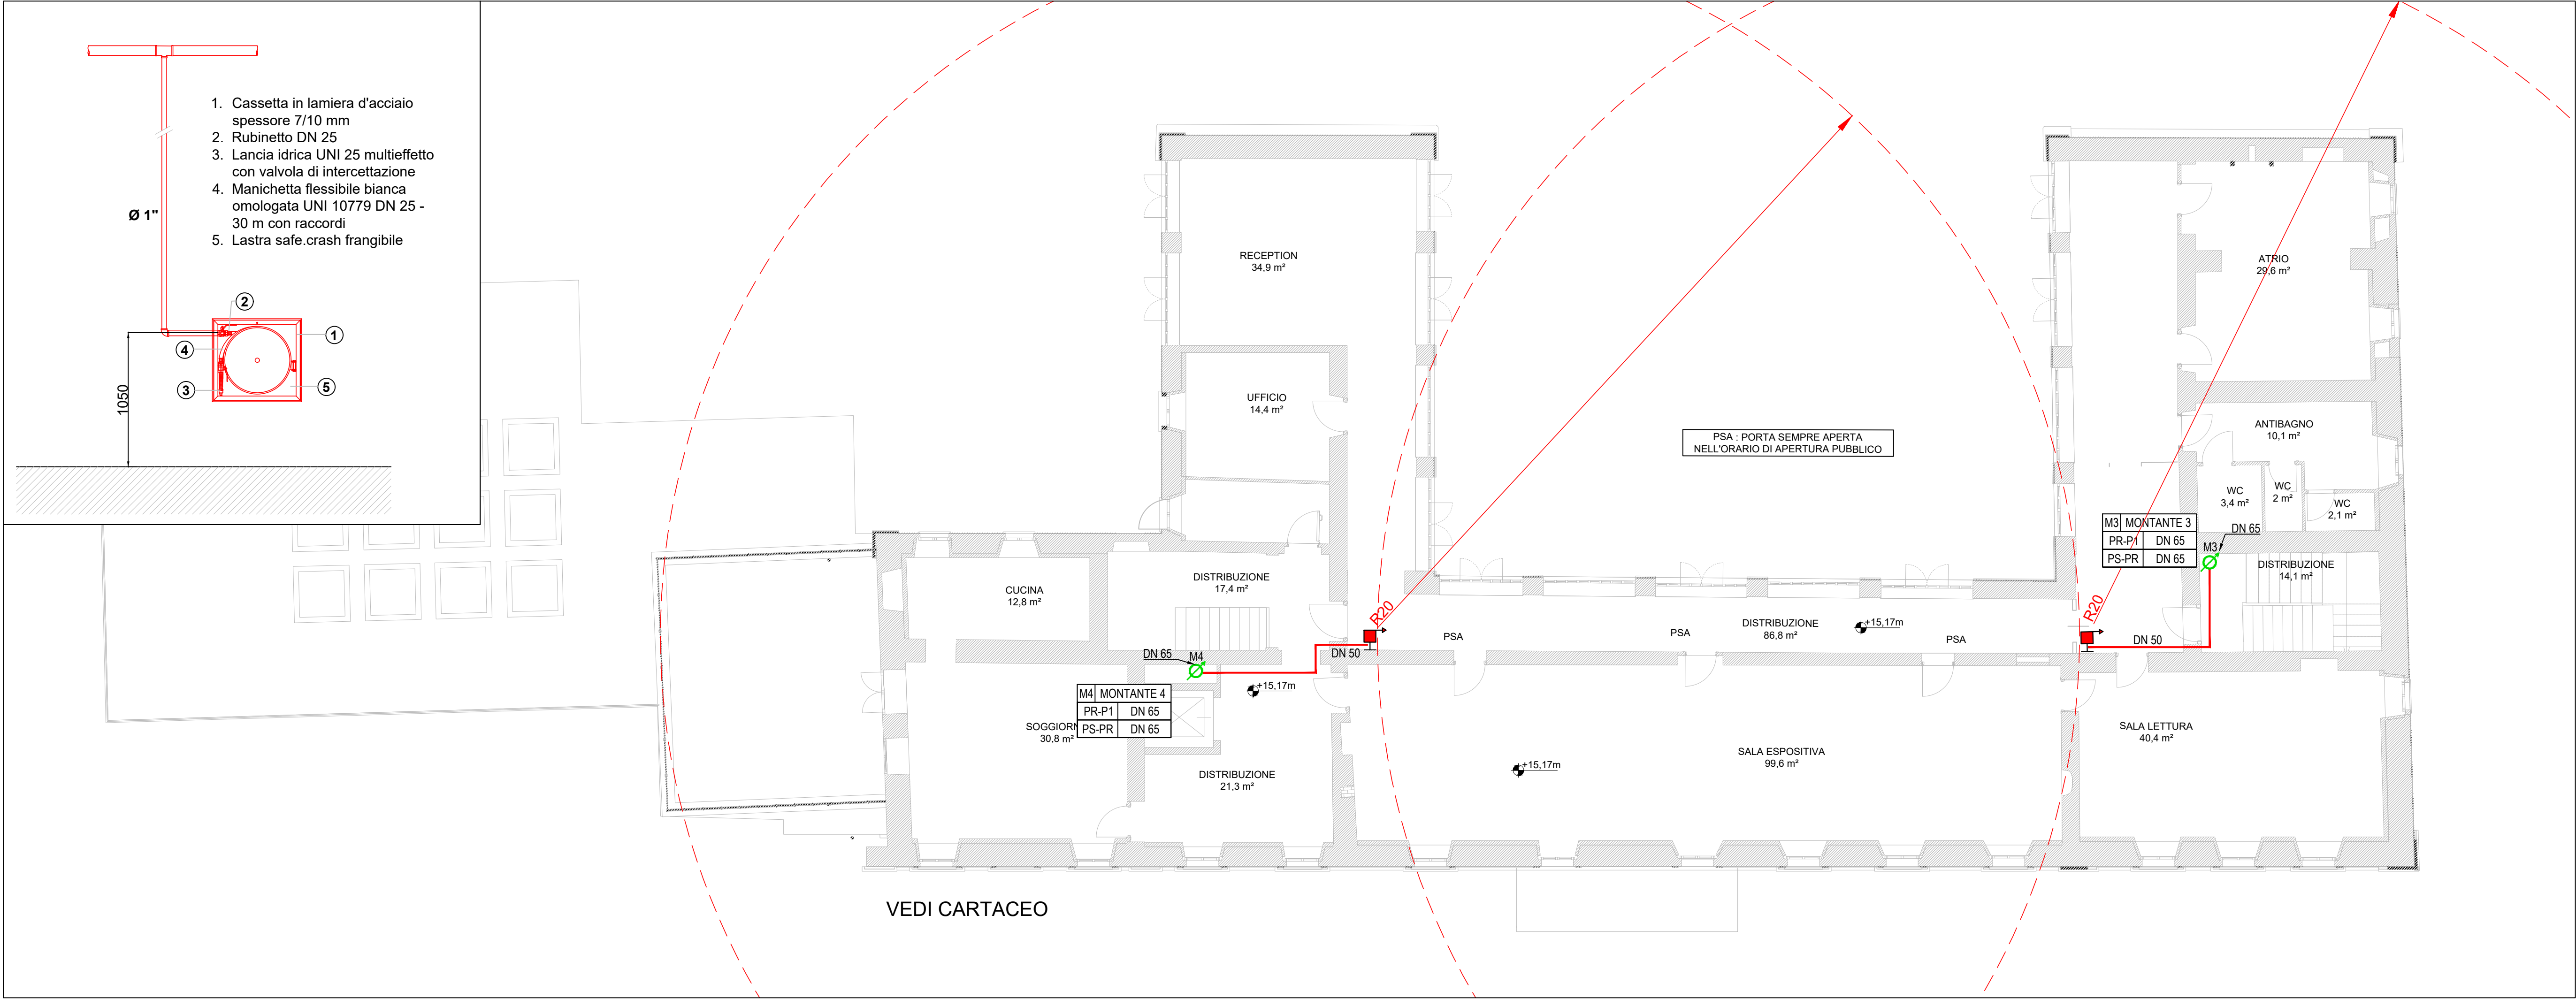

PIANTA PIANO RIALZATO (PR) - Scala 1:100

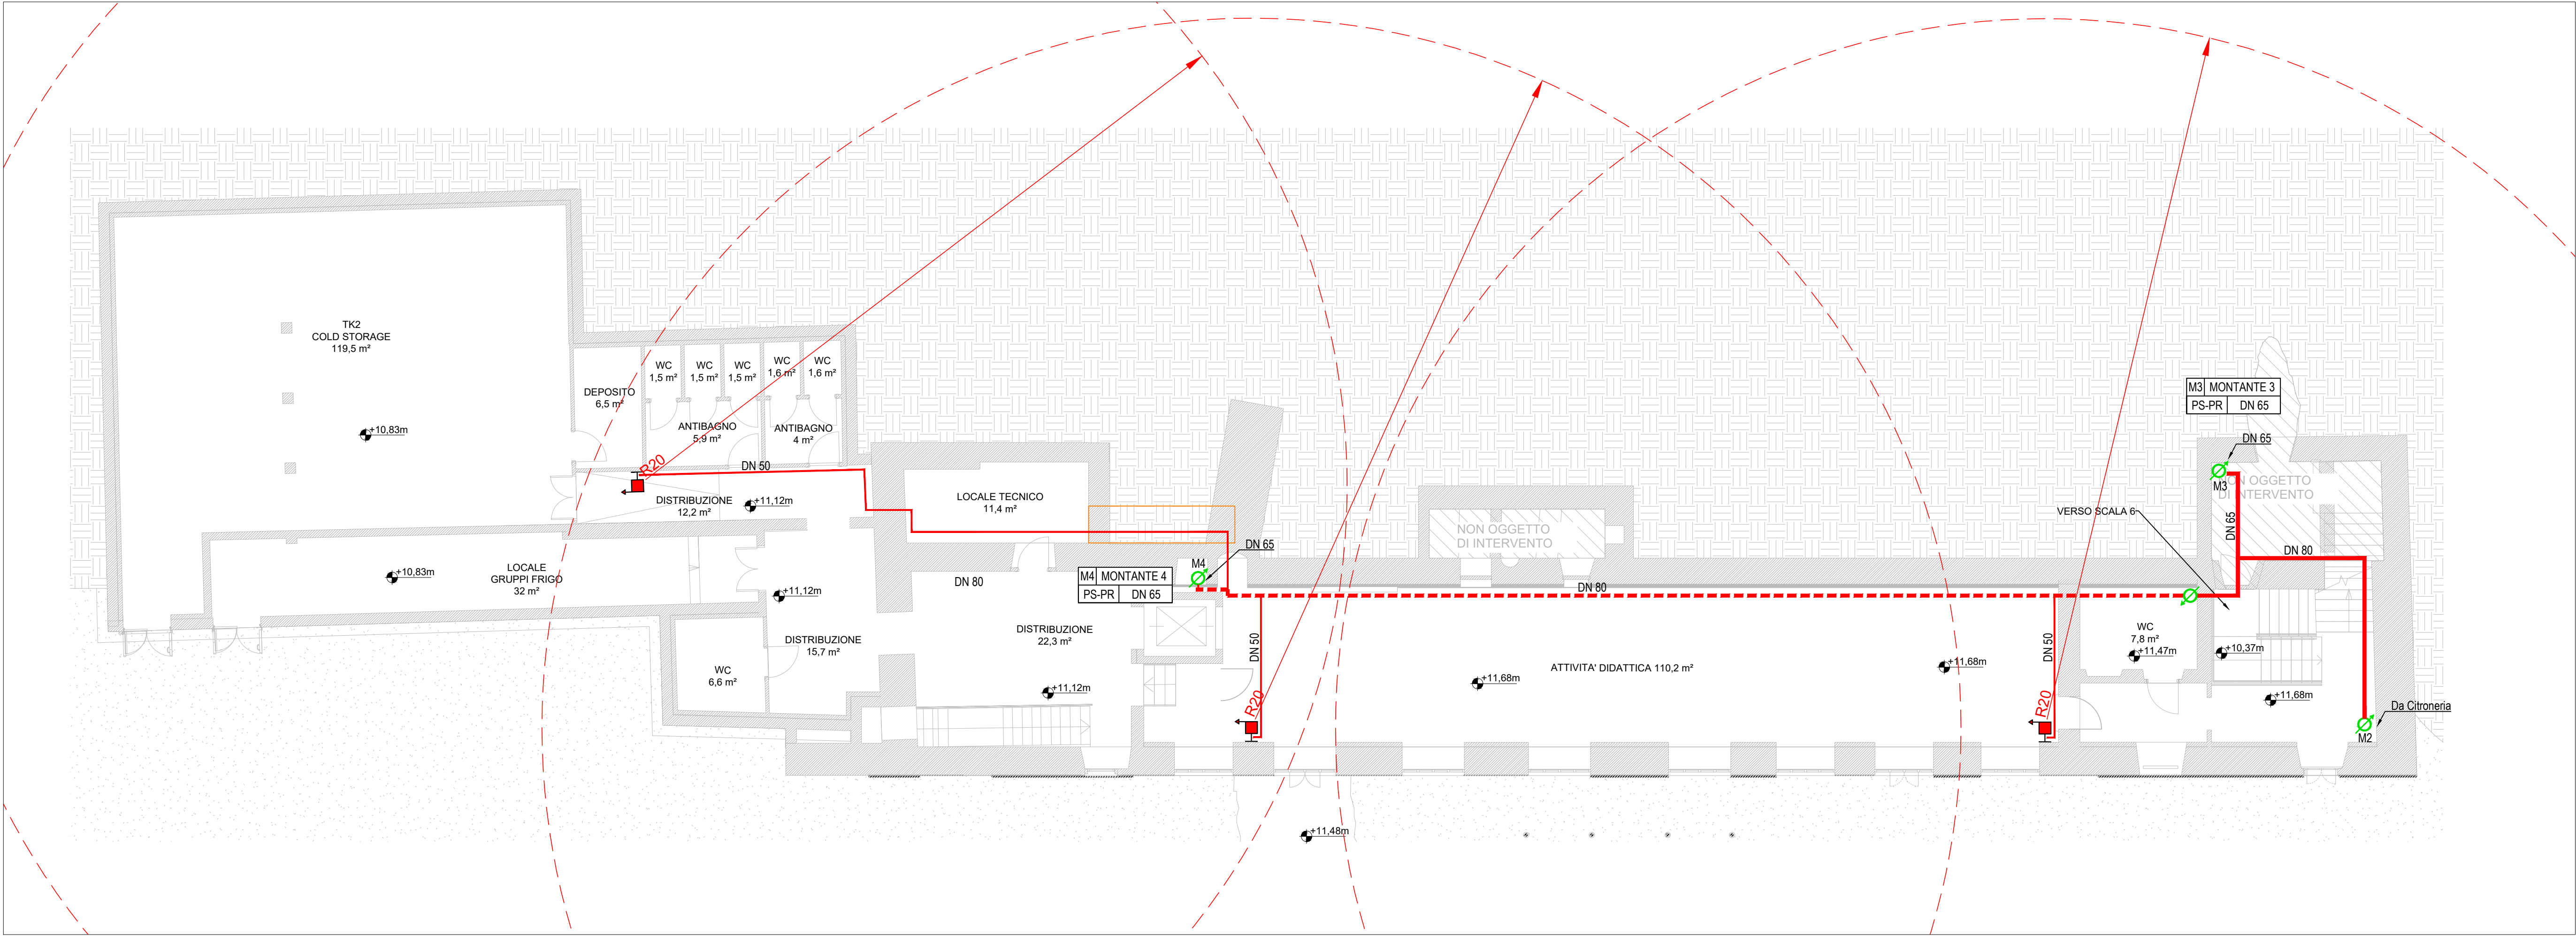

PIANTA PIANO SEMINTERRATO (PS) - Scala 1:100

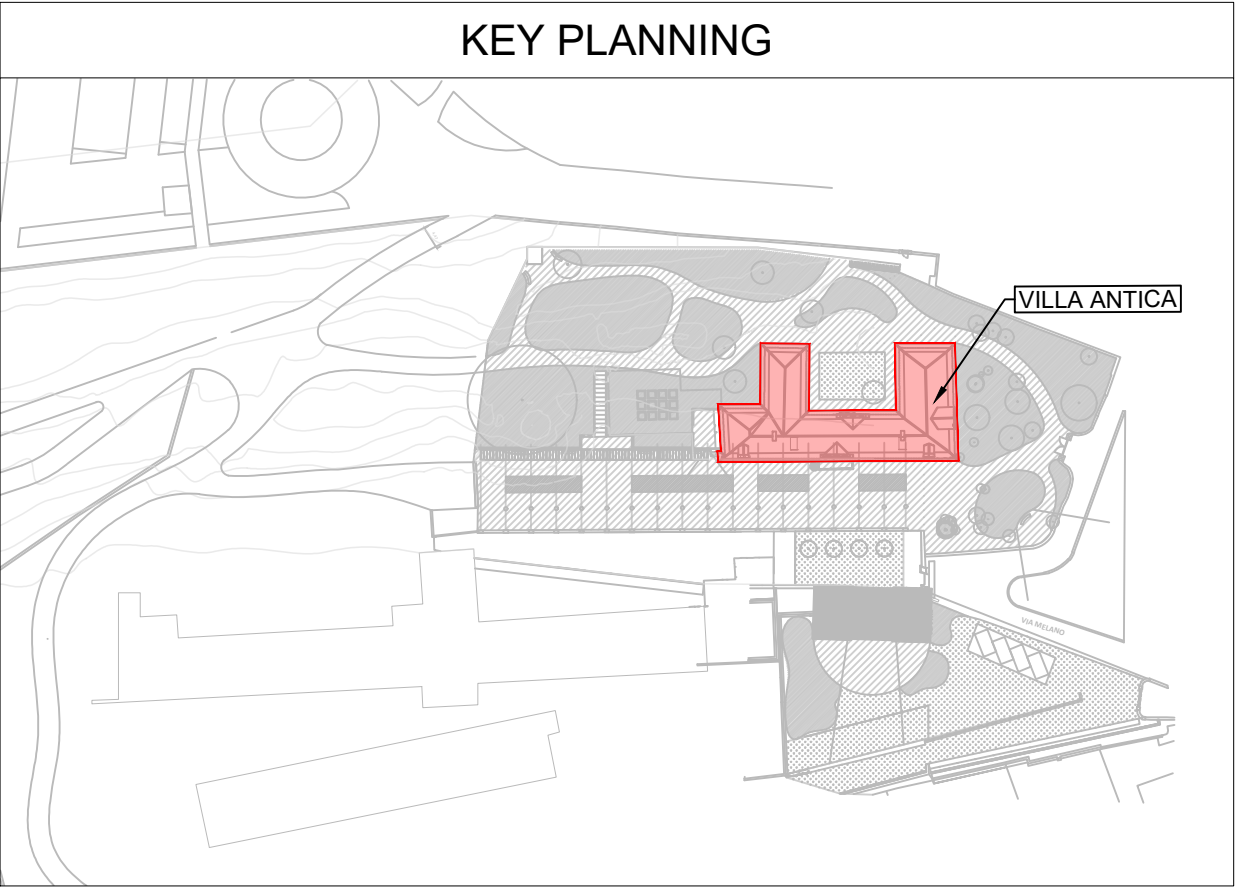

LEGENDA	
	TUBAZIONE INTERRATA IN POLIETILENE AD ALTA DENSITA' (PEAD) PE 100, PN 16, SDR 11, CONFORME A NORMA UNI EN 12201-2.
	TUBAZIONE PER CONDOTTE D'ACQUA IN PRESSIONE FUORI TERRA, IN ACCIAIO NON LEGATO, SENZA SALDATURA, CONFORMI ALLA NORMA UNI EN 10255, DIAMETRI FINO A 4". <i>DISTRIBUZIONE A PARETE O SOFFITTO</i>
	TUBAZIONE PER CONDOTTE D'ACQUA IN PRESSIONE FUORI TERRA, IN ACCIAIO NON LEGATO, SENZA SALDATURA, CONFORMI ALLA NORMA UNI EN 10255, DIAMETRI FINO A 4". <i>DISTRIBUZIONE SOTTOPAVIMENTO</i>
	NASPO UNI 25 A PARETE DA INTERNO, MARCATO CE, COMPLETO DI CASSETTA COLORE RAL 3000, MANICHETTA 30 m.
	GRUPPO ATTACCHI DI MANDATA AUTOPOMPA VVF
	MONTANTI VERTICALI RETE IDRANTI FLUSSO ASCENDENTE
	MONTANTI VERTICALI RETE IDRANTI FLUSSO DISCENDENTE
	VALVOLA DI INTERCETTAZIONE PN 16.
	VALVOLA A SFERA LUCCHETTABILE.

COMUNE DI RIVOLI

RIQUALIFICAZIONE DELLA VILLA ANTICA, DELLA PALAZZINA SVIZZERA E DELLE AREE ESTERNE AD ESSE CONNESSE DEL COMPENDIO DENOMINATO "VILLA MELANC"

FONTE DI FINANZIAMENTO: FONDO PER LO SVILUPPO E LA COESIONE (FSC)
CIG: 938107432L - CUP: F25C19001500007

IMPIANTI IDRICI ANTINCENDIO

RTP: **Isolarchitetti S.r.l. (capogruppo)**
prof. arch. Giovanni Durbiano
arch. Umberto Montanari
arch. paesaggista Marco Ferrari
Nicola Restauri S.r.l.
MCM Ingegneria S.r.l.
ing. Damiano Bonomelli
geol. Andrea Ferrarotti
Pirotecnico S.r.l.

RUP: **arch. Antonio Graziani**
Comune di Rivoli
Direzione Servizi al Territorio e alla Città

OGGETTO

IMPIANTI IDRICI ANTINCENDIO
VILLA ANTICA
Piante piani seminterrato e rialzato

E04

DATA	REV.01 07/12/2023	REV.02	REV.03	SCALA 1 : 100
------	----------------------	--------	--------	------------------